

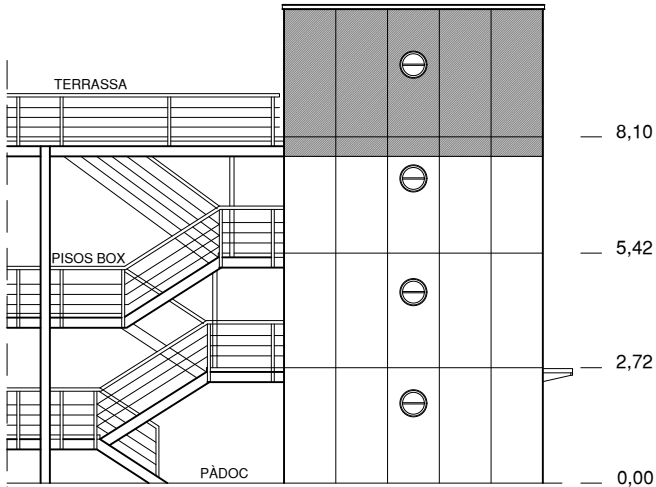
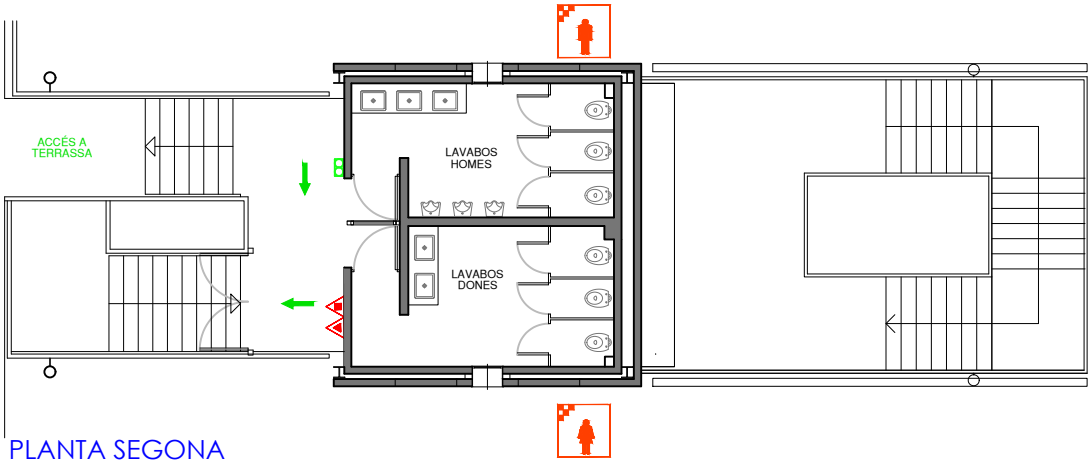
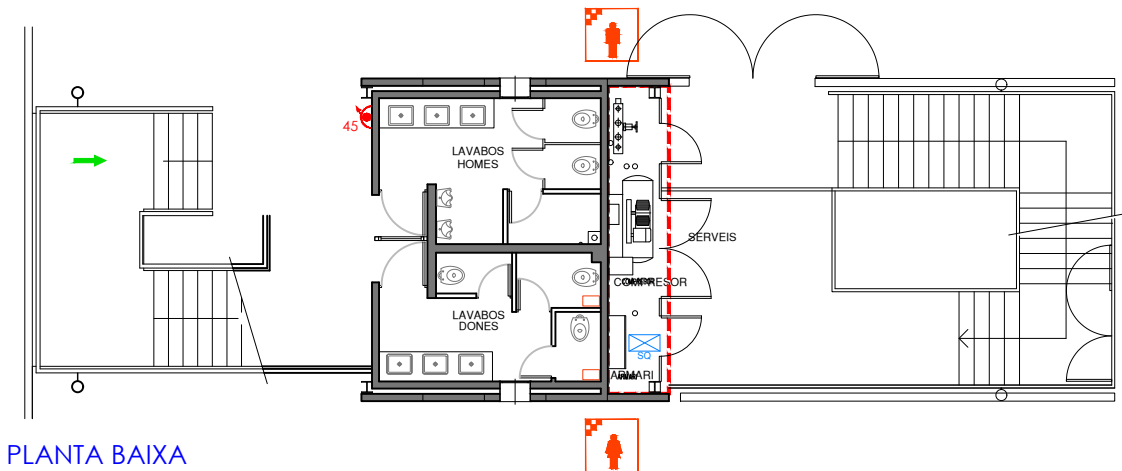


CADA PLANTA: SECTOR D'INCENDIS ÚNIC
CAMBRA COMPRESOR: SECTOR INDEPENDENT

MITJANS D'AUTOPROTECCIÓ	
SIGNIFICAT	SÍMBOL
Extintor de pols ABC	
Extintor per anhídrid carbònic (CO ₂)	
Boca d'incendis equipada (aigua) connectada a conducció en càrrega	
Equip enllumenat d'emergència i senyalització	
Subquadre elèctric	
Indicador recorregut d'evacuació	

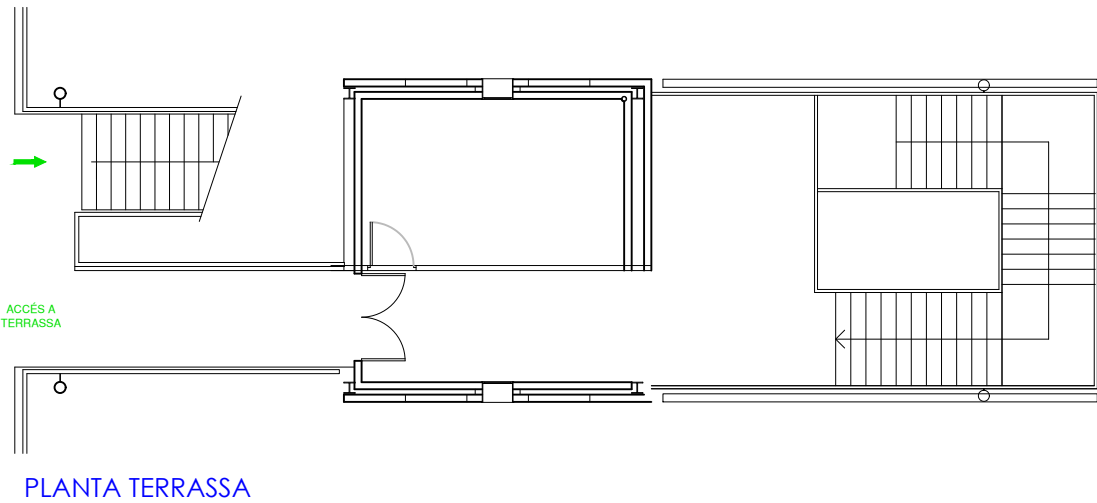

FAÇANA LATERAL

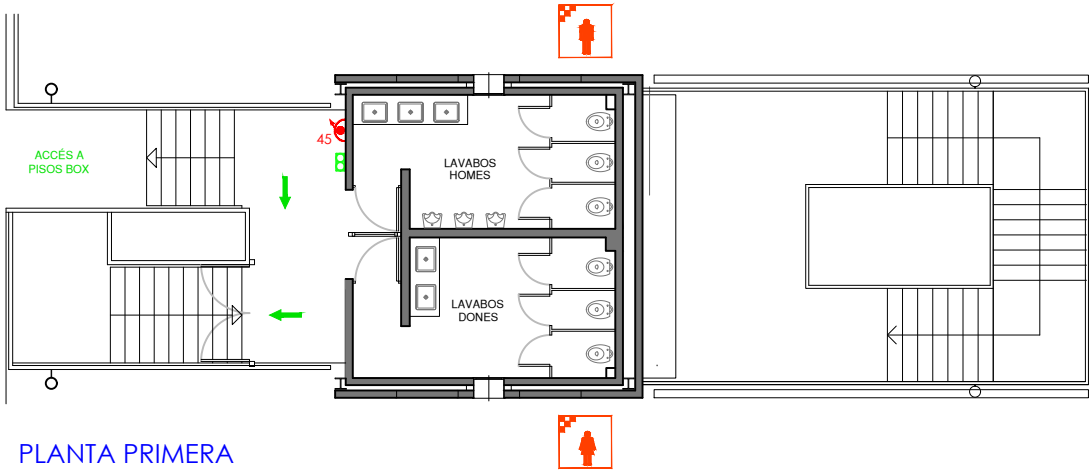

Projecte:

PLA D'AUTOPROTECCIÓ

Client:

CIRCUIT DE BARCELONA
CATALUNYA

Denominació:
TORRES ABCD-EVACUACIÓ I CONTRA INCENDIS

Expedient:
23/7562

Data:
Gener 2013

Revisió:
Febrer 2024

Nº Planol:
31

Escala:
1/150




data plot: 09feb.24 usuari: cristina vidal
ruta | arxiu | layout : p:\23-7562_circuit_montmelo\dep. medi ambient, prevenció y seguretat ind\planols\2023_11_13 planols pau | Torre E.dwg | CI-32 TORRE E-EVACUACIÓ I CONTRA INCENDIS

CADA PLANTA: SECTOR D'INCENDIS ÚNIC
CAMBRA COMPRESOR: SECTOR INDEPENDENT
CAMBRA ELECTRICITAT: SECTOR INDEPENDENT
CAMBRA ASCENSOR: SECTOR INDEPENDENT

MITJANS D'AUTOPROTECCIÓ	
SIGNIFICAT	SÍMBOL
Extintor de pols ABC	
Extintor per anhídrid carbònic (CO2)	
Boca d'incendis equipada (aigua) connectada a conducció en càrrega	
Equip enllumenat d'emergència i senyalització	
Quadre general de protecció i distribució	
Indicador recorregut d'evacuació	


Confinament			
Edifici	Planta	Superfície Ocupable (140.000 p. -75%)	Persones confinades (ràtio 4p/m²)
Box	Baixa	4863 m² - 3647 m²	14588 persones

FAÇANA LATERAL

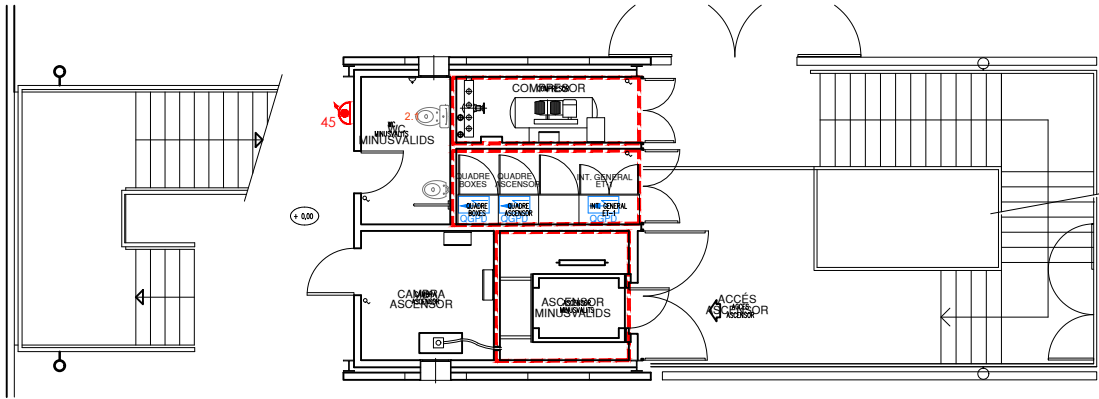


PLANTA BAIXA

PLANTA TERRASSA

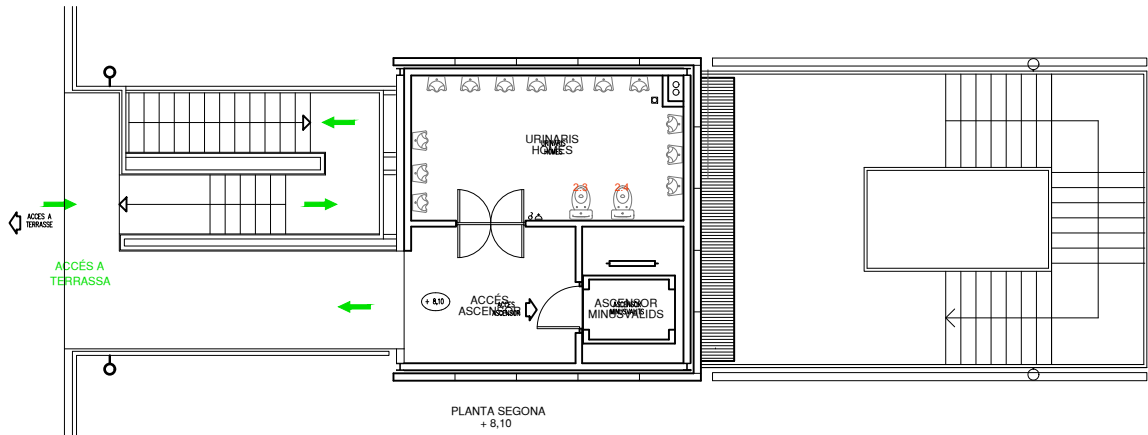

PLANTA PRIMERA

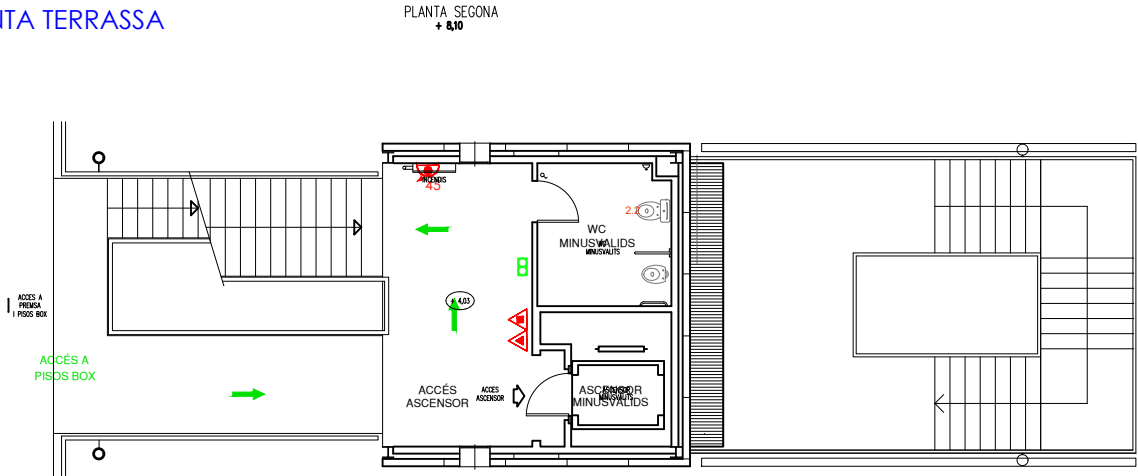

Projecte:

PLA D'AUTOPROTECCIÓ

Client:

CIRCUIT DE BARCELONA
CATALUNYA

Denominació:

TORRE E-EVACUACIÓ I CONTRA INCENDIS

Expedient:

23/7562

Data:

Gener 2013

Revisió:

Febrer 2024

Nº Planol:


32

Escala:

1/150



www.nadico.net nadico@nadico.net Tf.(+34) 902.197.230

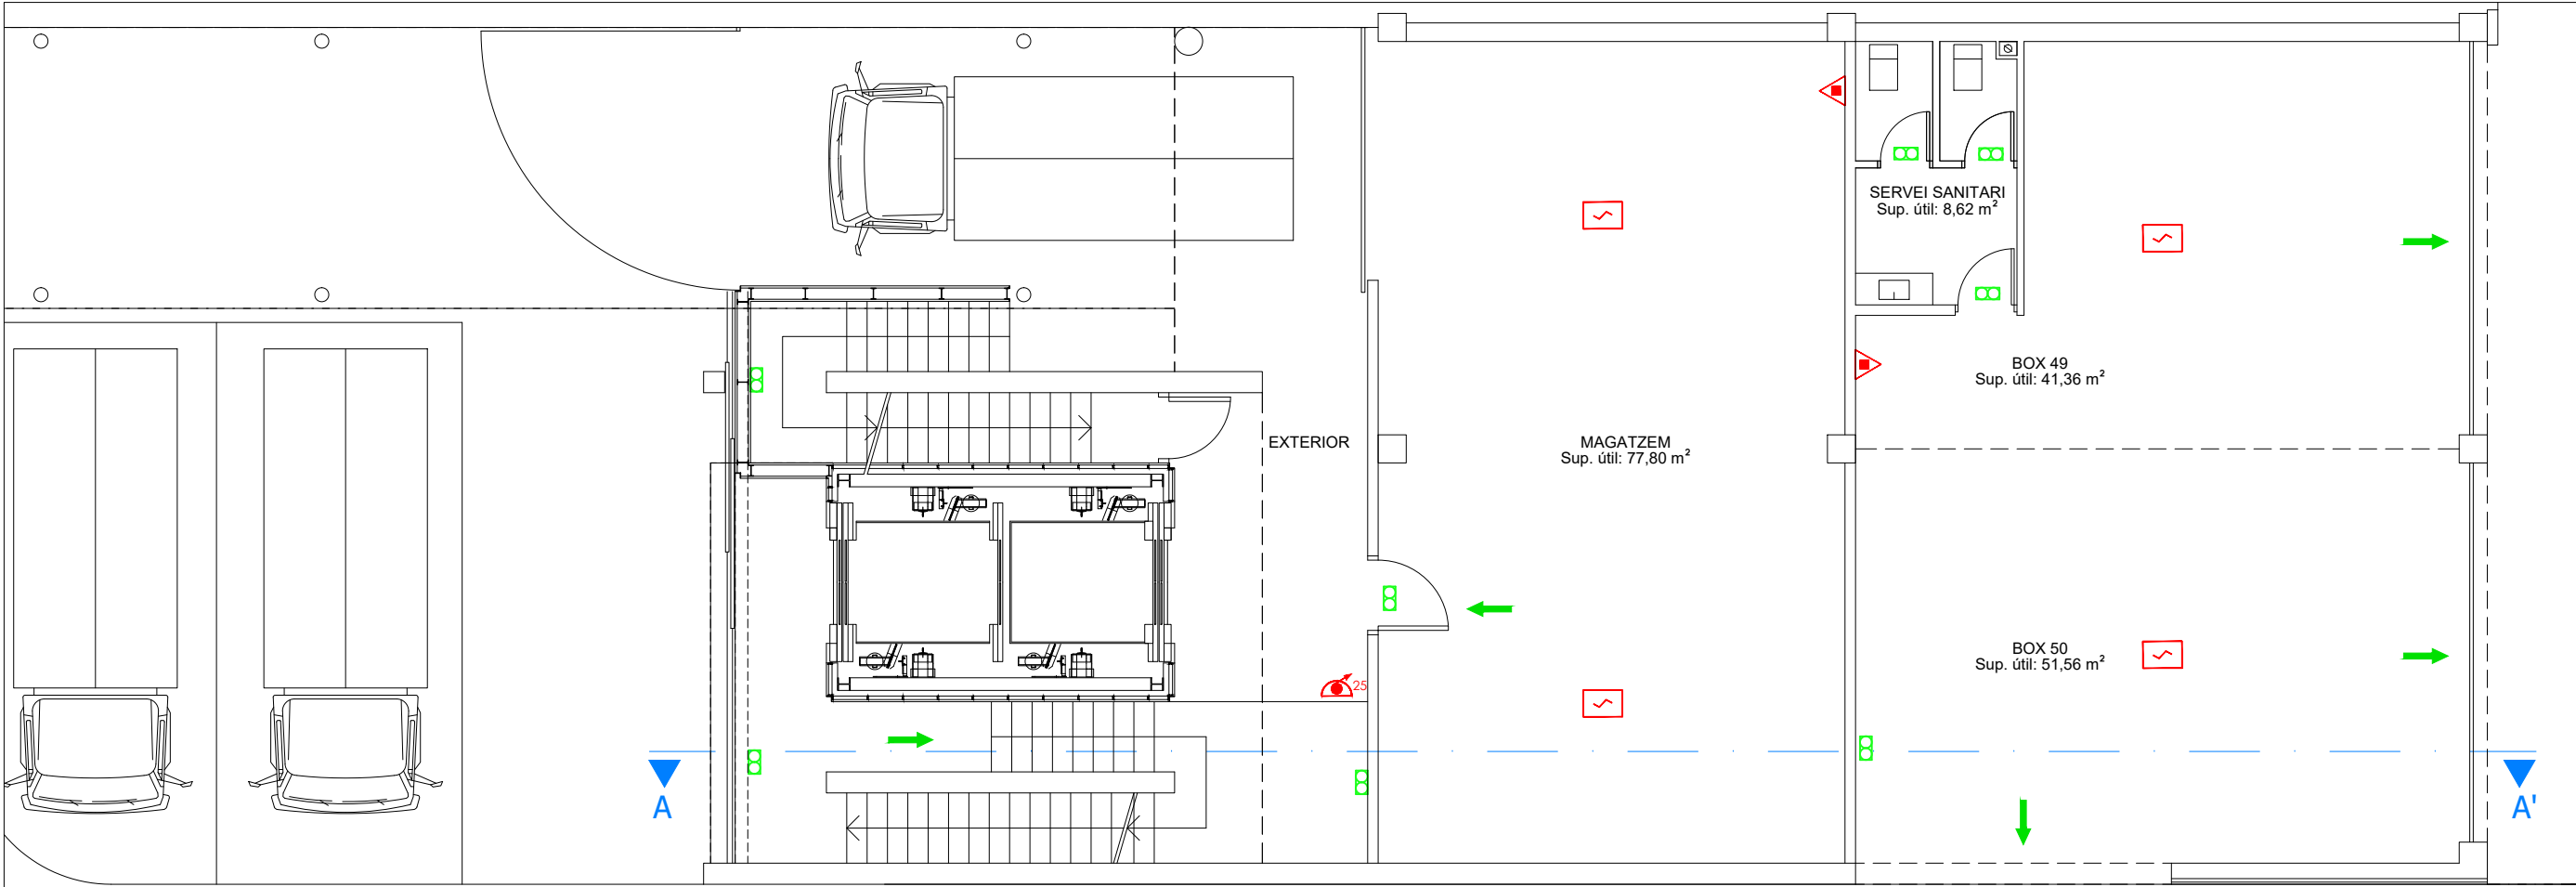


PLANTA BAIXA

MITJANS D'AUTOPROTECCIÓ	
SIGNIFICAT	SÍMBOL
Extintor de pols ABC	
Extintor per anhídrid carbònic (CO ₂)	
Boca d'incendis equipada (aigua) connectada a conducció en càrrega	
Detector de fums	
Equip enllumenat d'emergència i senyalització	
Quadre general de protecció i distribució	
Indicador recorregut d'evacuació	

EVACUACIÓ				
Edifici	Planta	Ús	Superfície	Total persones
Torre F	Soterrani	Magatzem	176 m²	5

CADA PLANTA: SECTOR D'INCENDIS ÚNIC

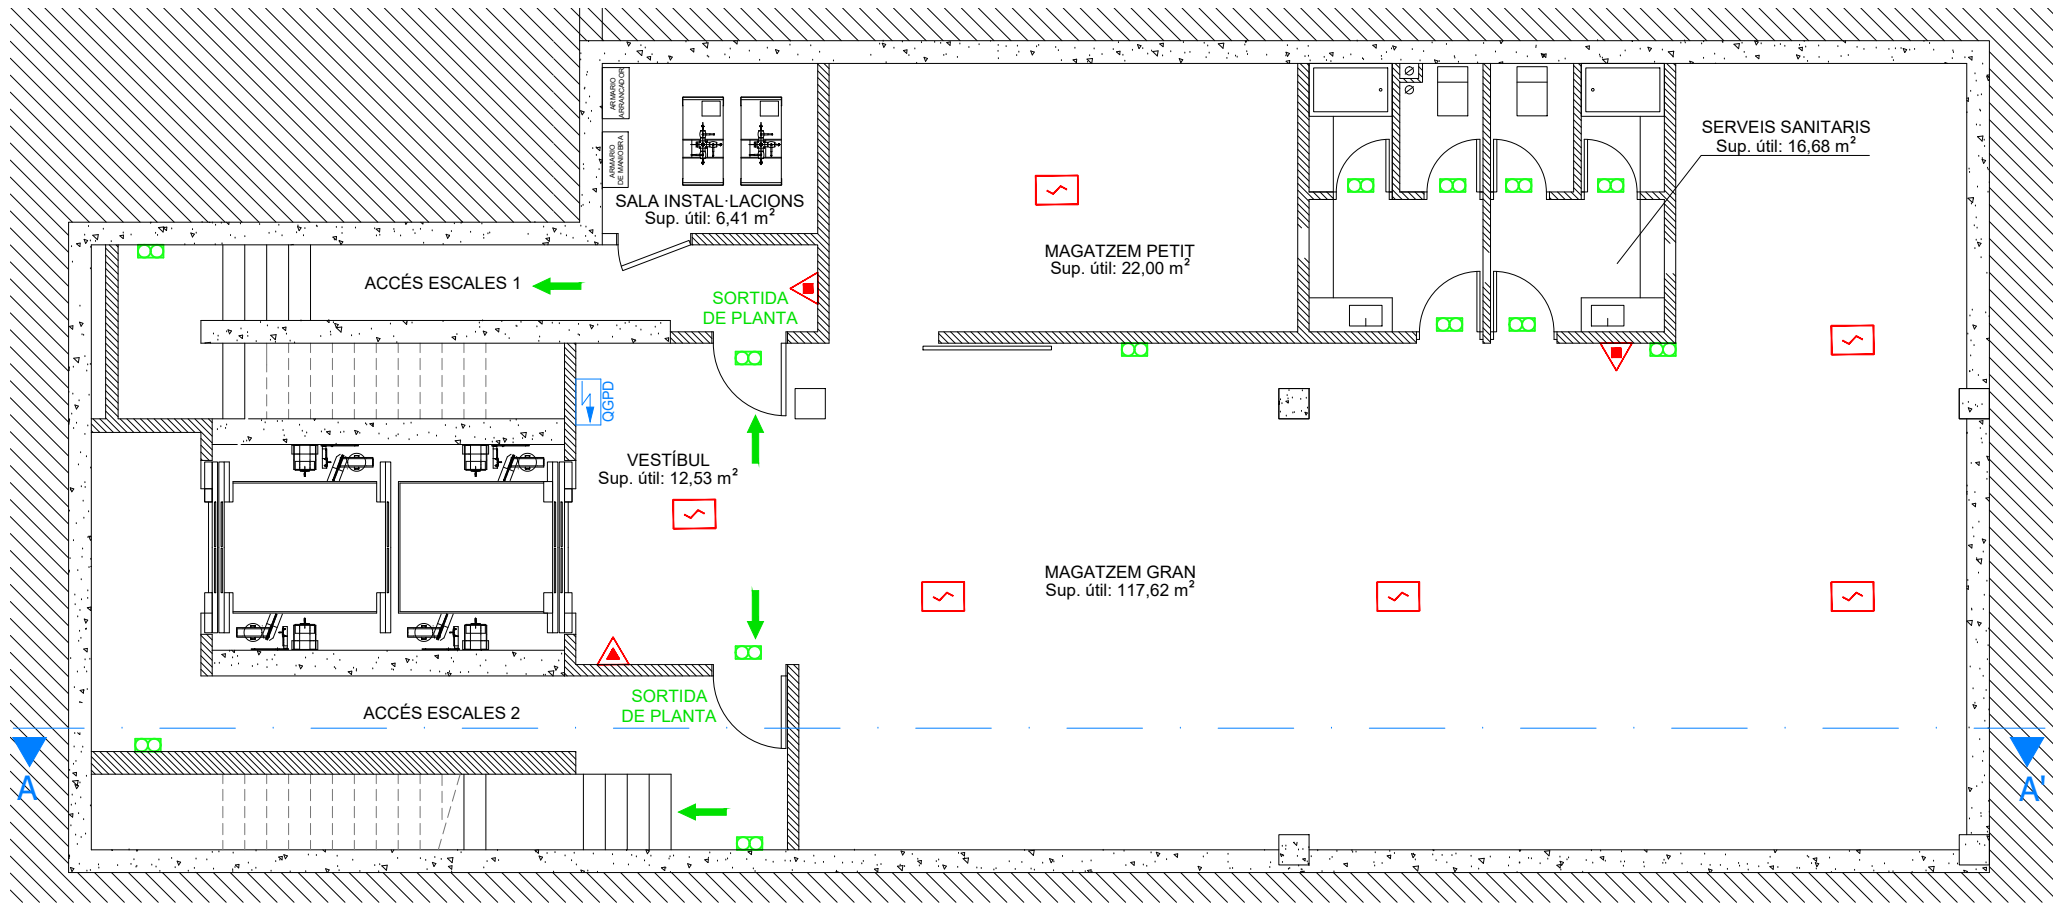

PLANTA SOTERRANI

Projecte:

PLA D'AUTOPROTECCIÓ

Client:

CIRCUIT DE BARCELONA
CATALUNYA

Denominació:

TORRE BOX 49 I 50--PS I PB-EVACUACIÓ I CI

Expedient:

23/7562

Data:

Gener 2013

Revisió:

Febrer 2024

Nº Planol:

33

Escala:

1/100



MITJANS D'AUTOPROTECCIÓ	
SIGNIFICAT	SÍMBOL
Extintor de pols ABC	
Extintor per anhídrid carbònic (CO ₂)	
Boca d'incendis equipada (aigua) connectada a conducció en càrrega	
Detector de fums	
Equip enllumenat d'emergència i senyalització	
Quadre general de protecció i distribució	
Indicador recorregut d'evacuació	

CADA PLANTA: SECTOR D'INCENDIS ÚNIC

Projecte:
PLA D'AUTOPROTECCIÓ


Client:
CIRCUIT DE BARCELONA CATALUNYA

Denominació: **TORRE BOX 49 I 50-P1 I PT-EVACUACIO I CONTRA INCENDIS**
Expedient: **23/7562** Data: **Gener 2013** Revisió: **Febrer 2024**


Nº Planol: **34**
Escala: **1/100**



PLANTA TERRASSA

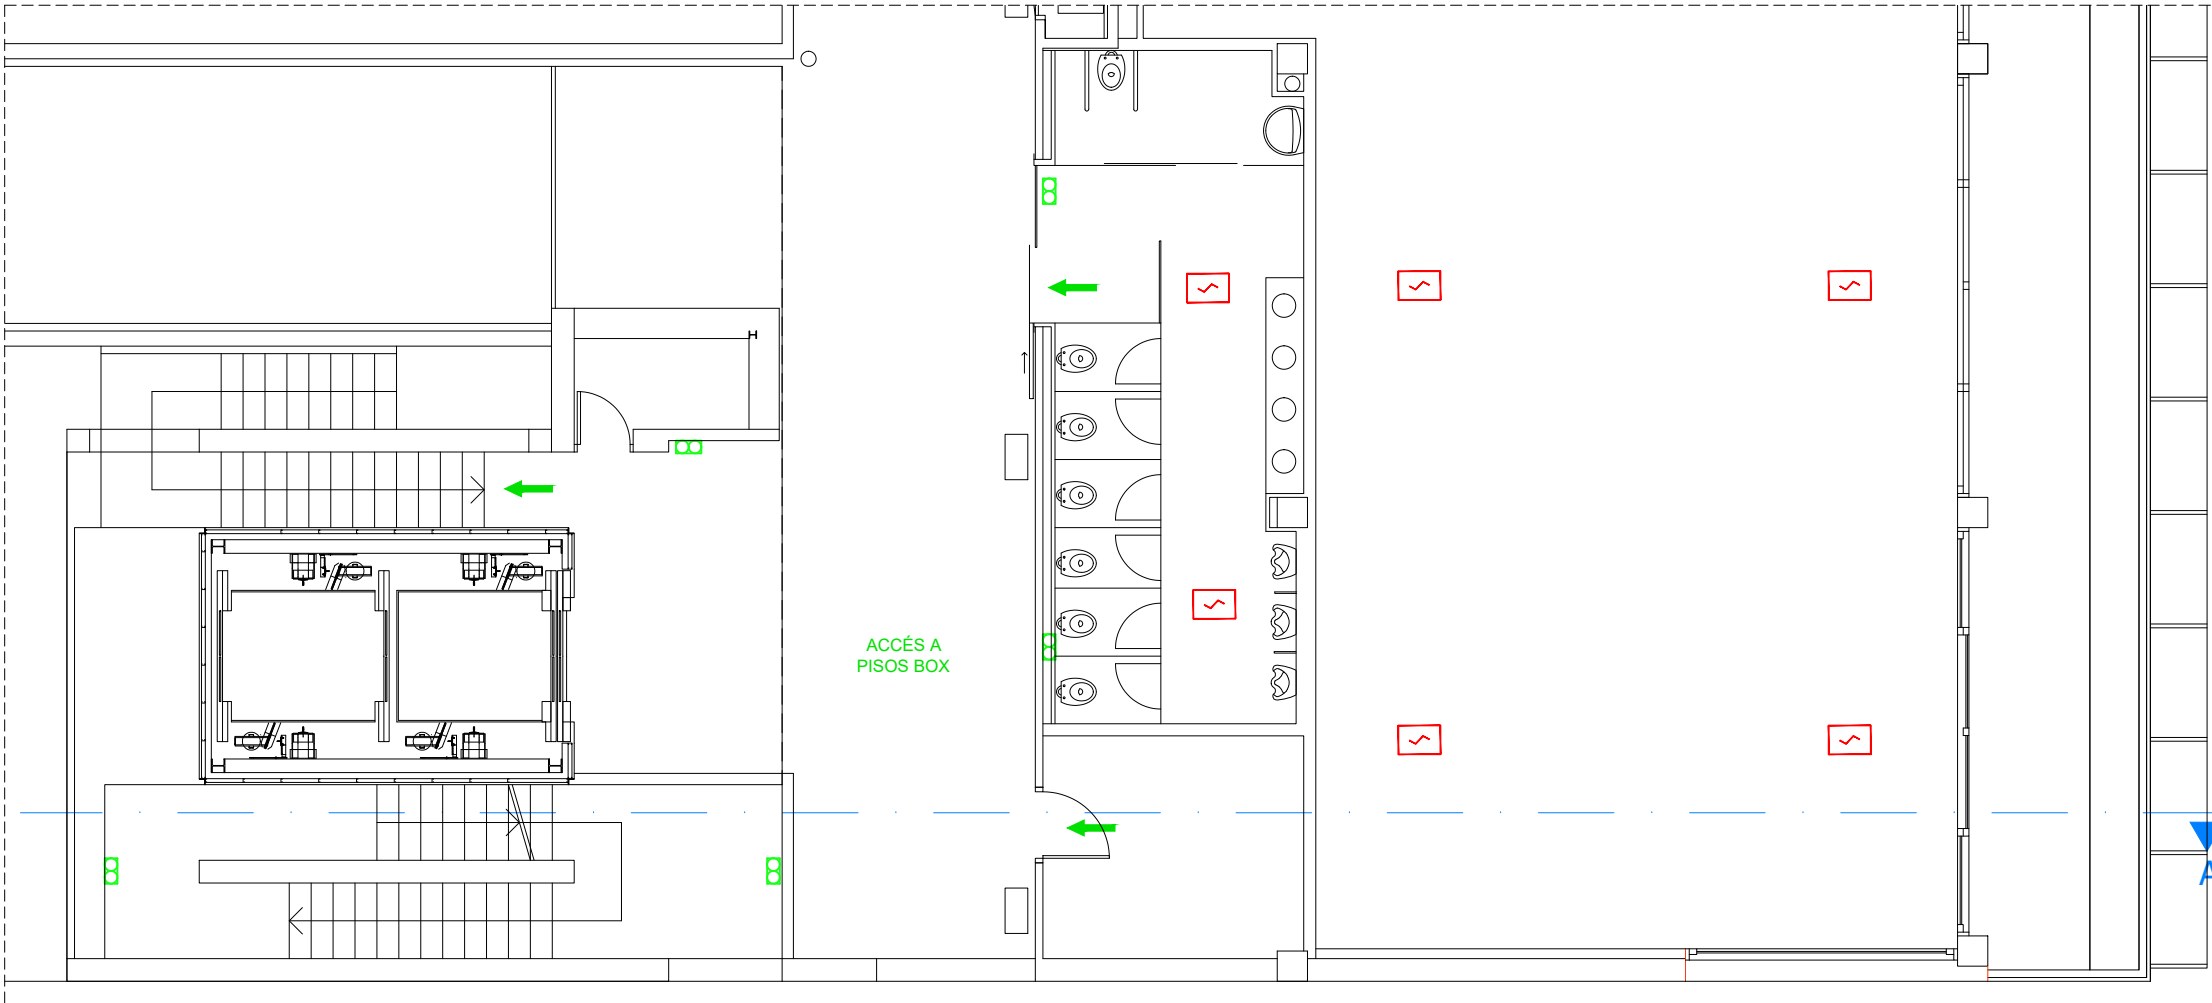

PLANTA PRIMERA

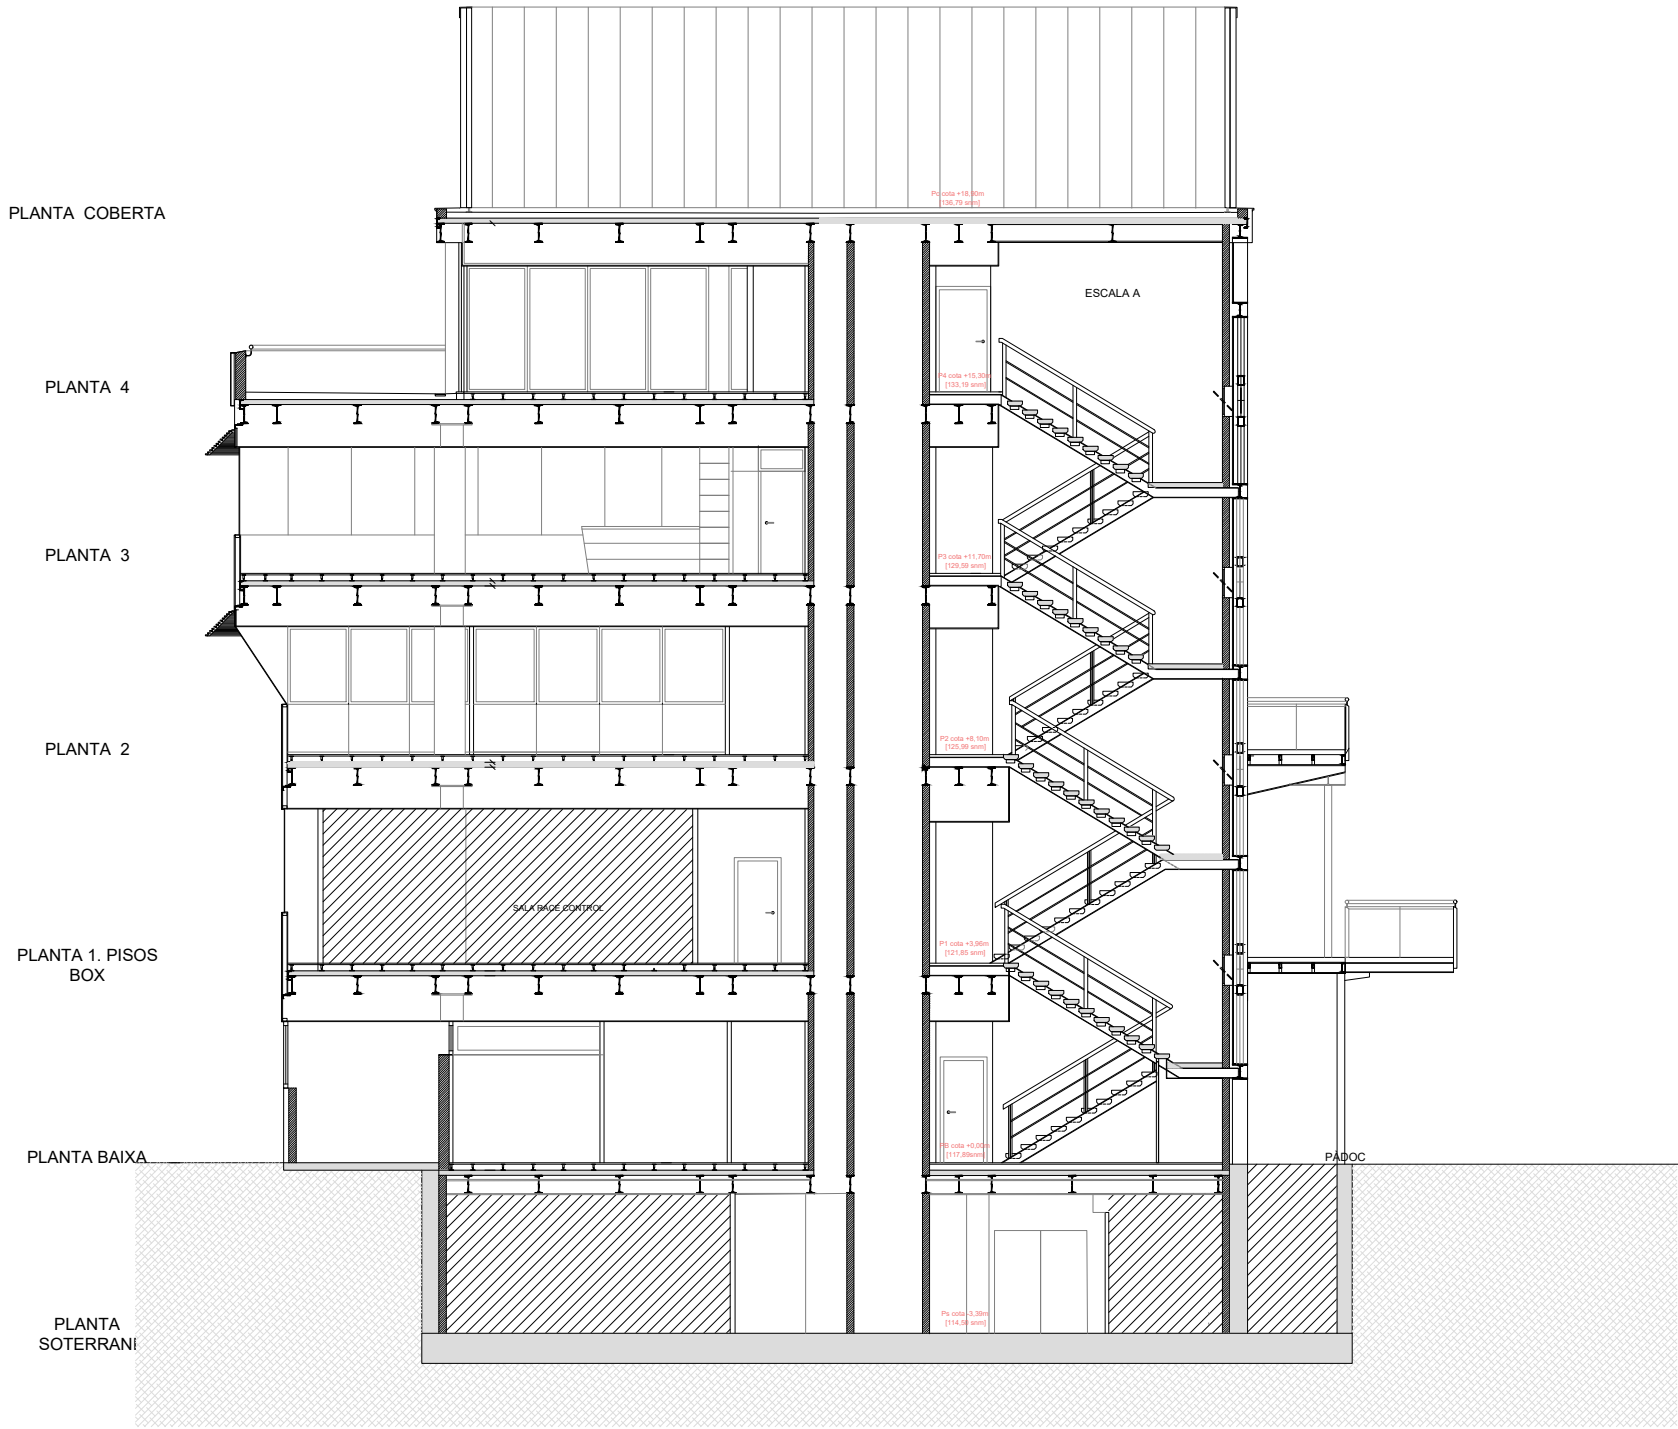

SECCIÓ A-A'

Projecte:

PLA D'AUTOPROTECCIÓ

Client:

CIRCUIT DE BARCELONA
CATALUNYA

Denominació:

TORRE BOX 49I50-SECCIO A-A'-EVACUACIÓ I CI

Expedient:

23/7562

Data:

Gener 2013

Revisió:

Febrer 2024

Nº Planol:

35


Escala:

1/150



Circuit de
Barcelona
CATALUNYA



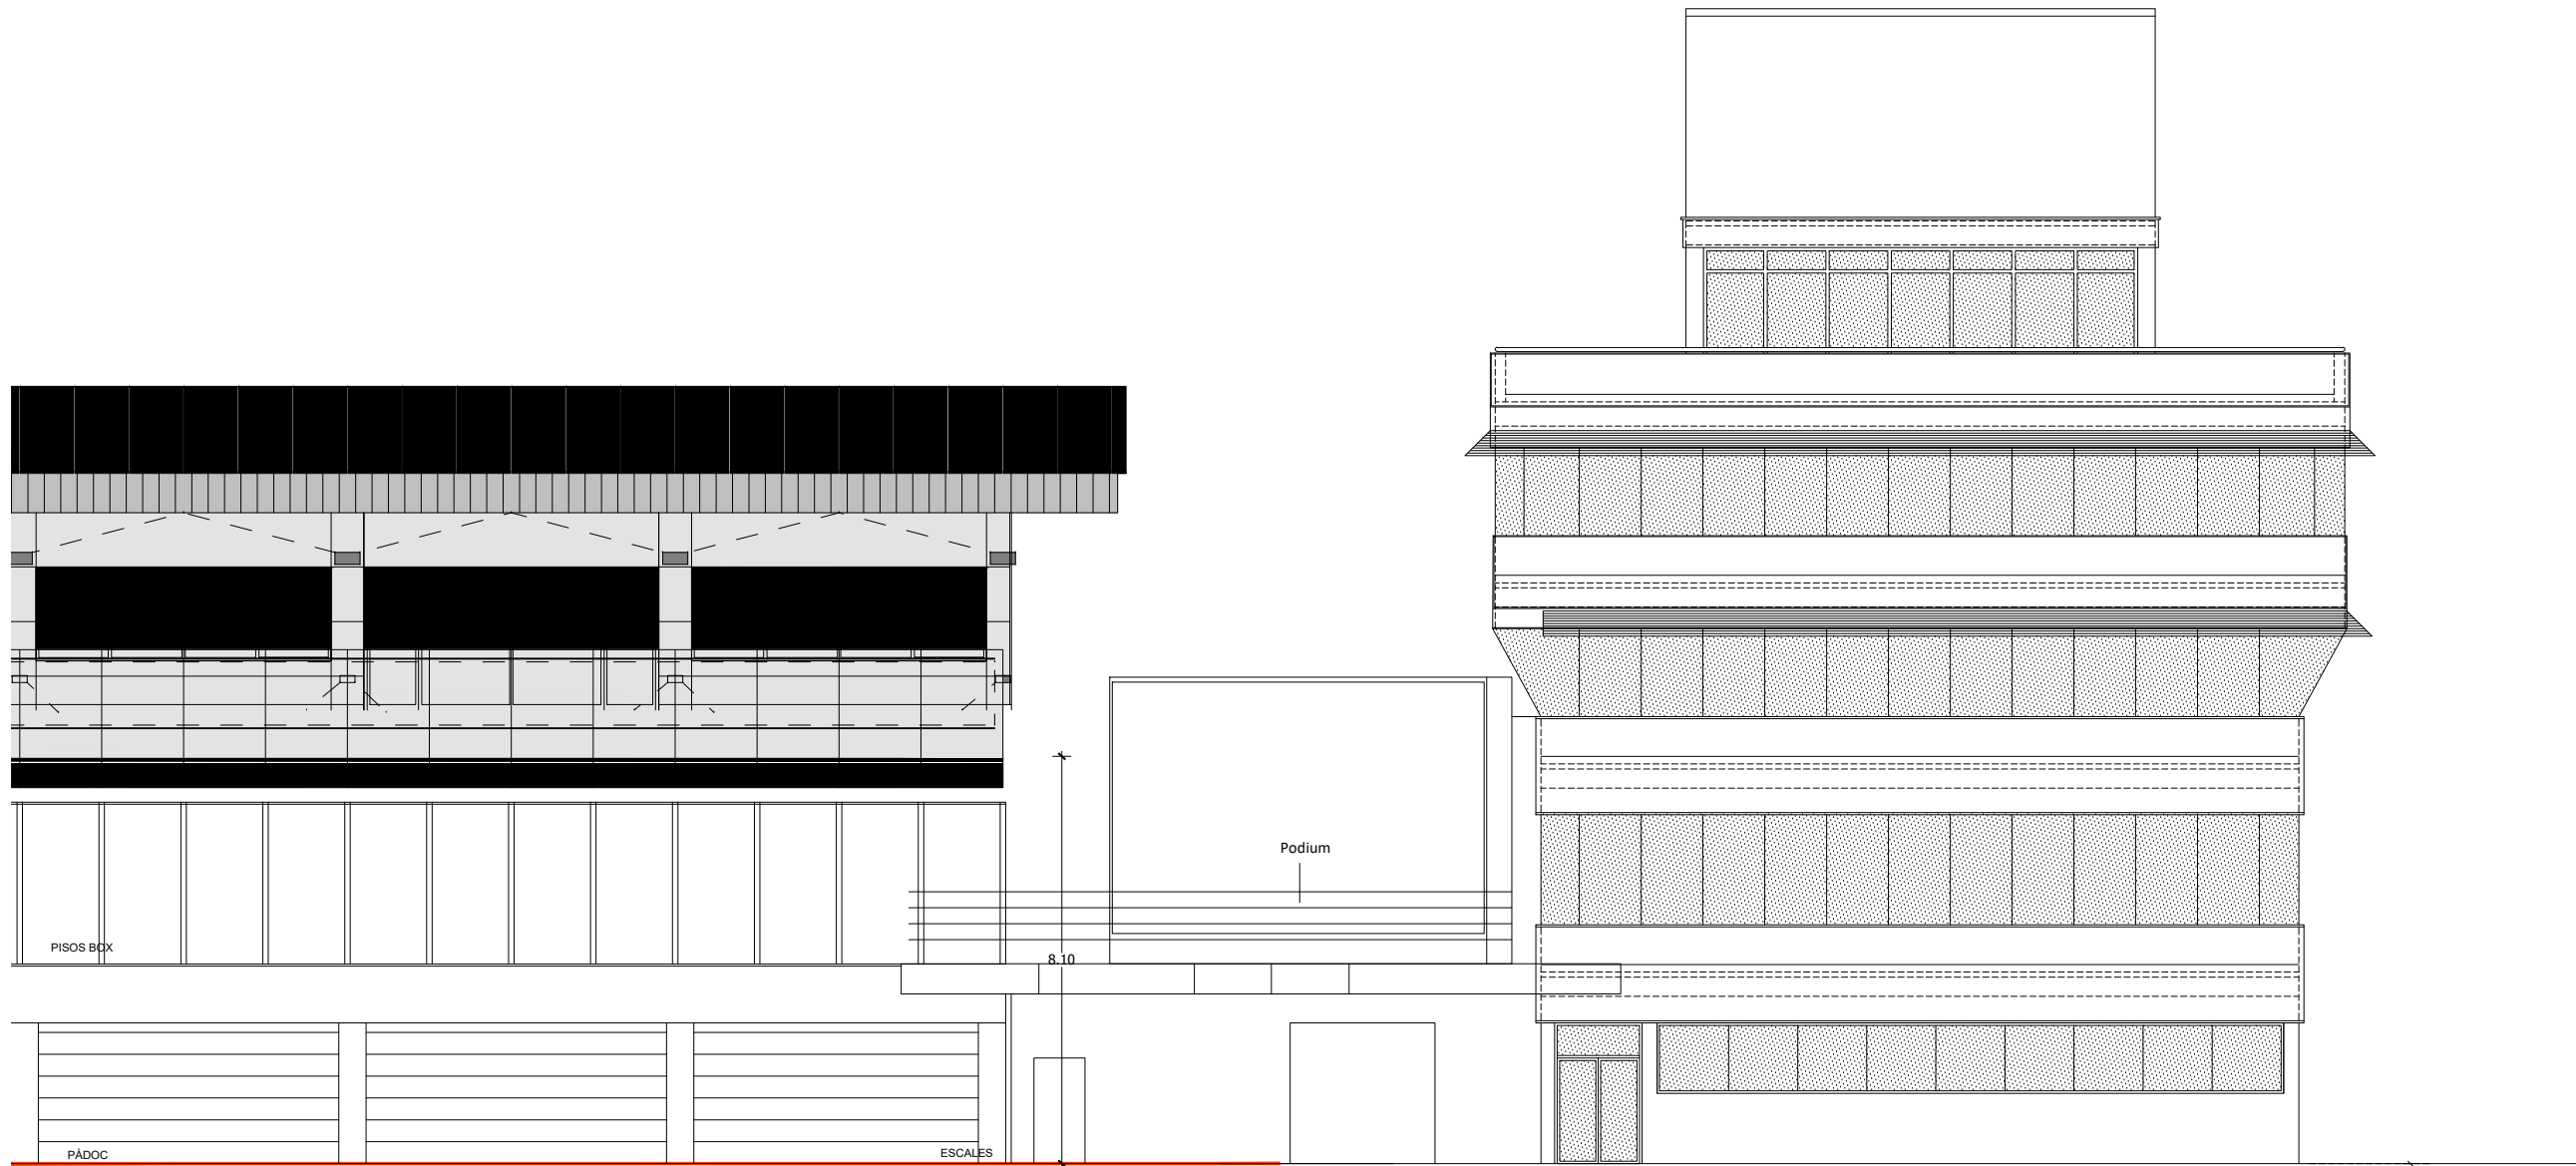


FAÇANA PÀDOC

Projecte:
PLA D'AUTOPROTECCIÓ

Cient:
**CIRCUIT DE BARCELONA
CATALUNYA**

Denominació: TORRE BOX 49 I 50-FAÇANA PÀDOC-EVACUACIO I CI			Nº Planol: 36
Expedient: 23/7562	Data: Gener 2013	Revisió: Febrer 2024	Escala: 1/150

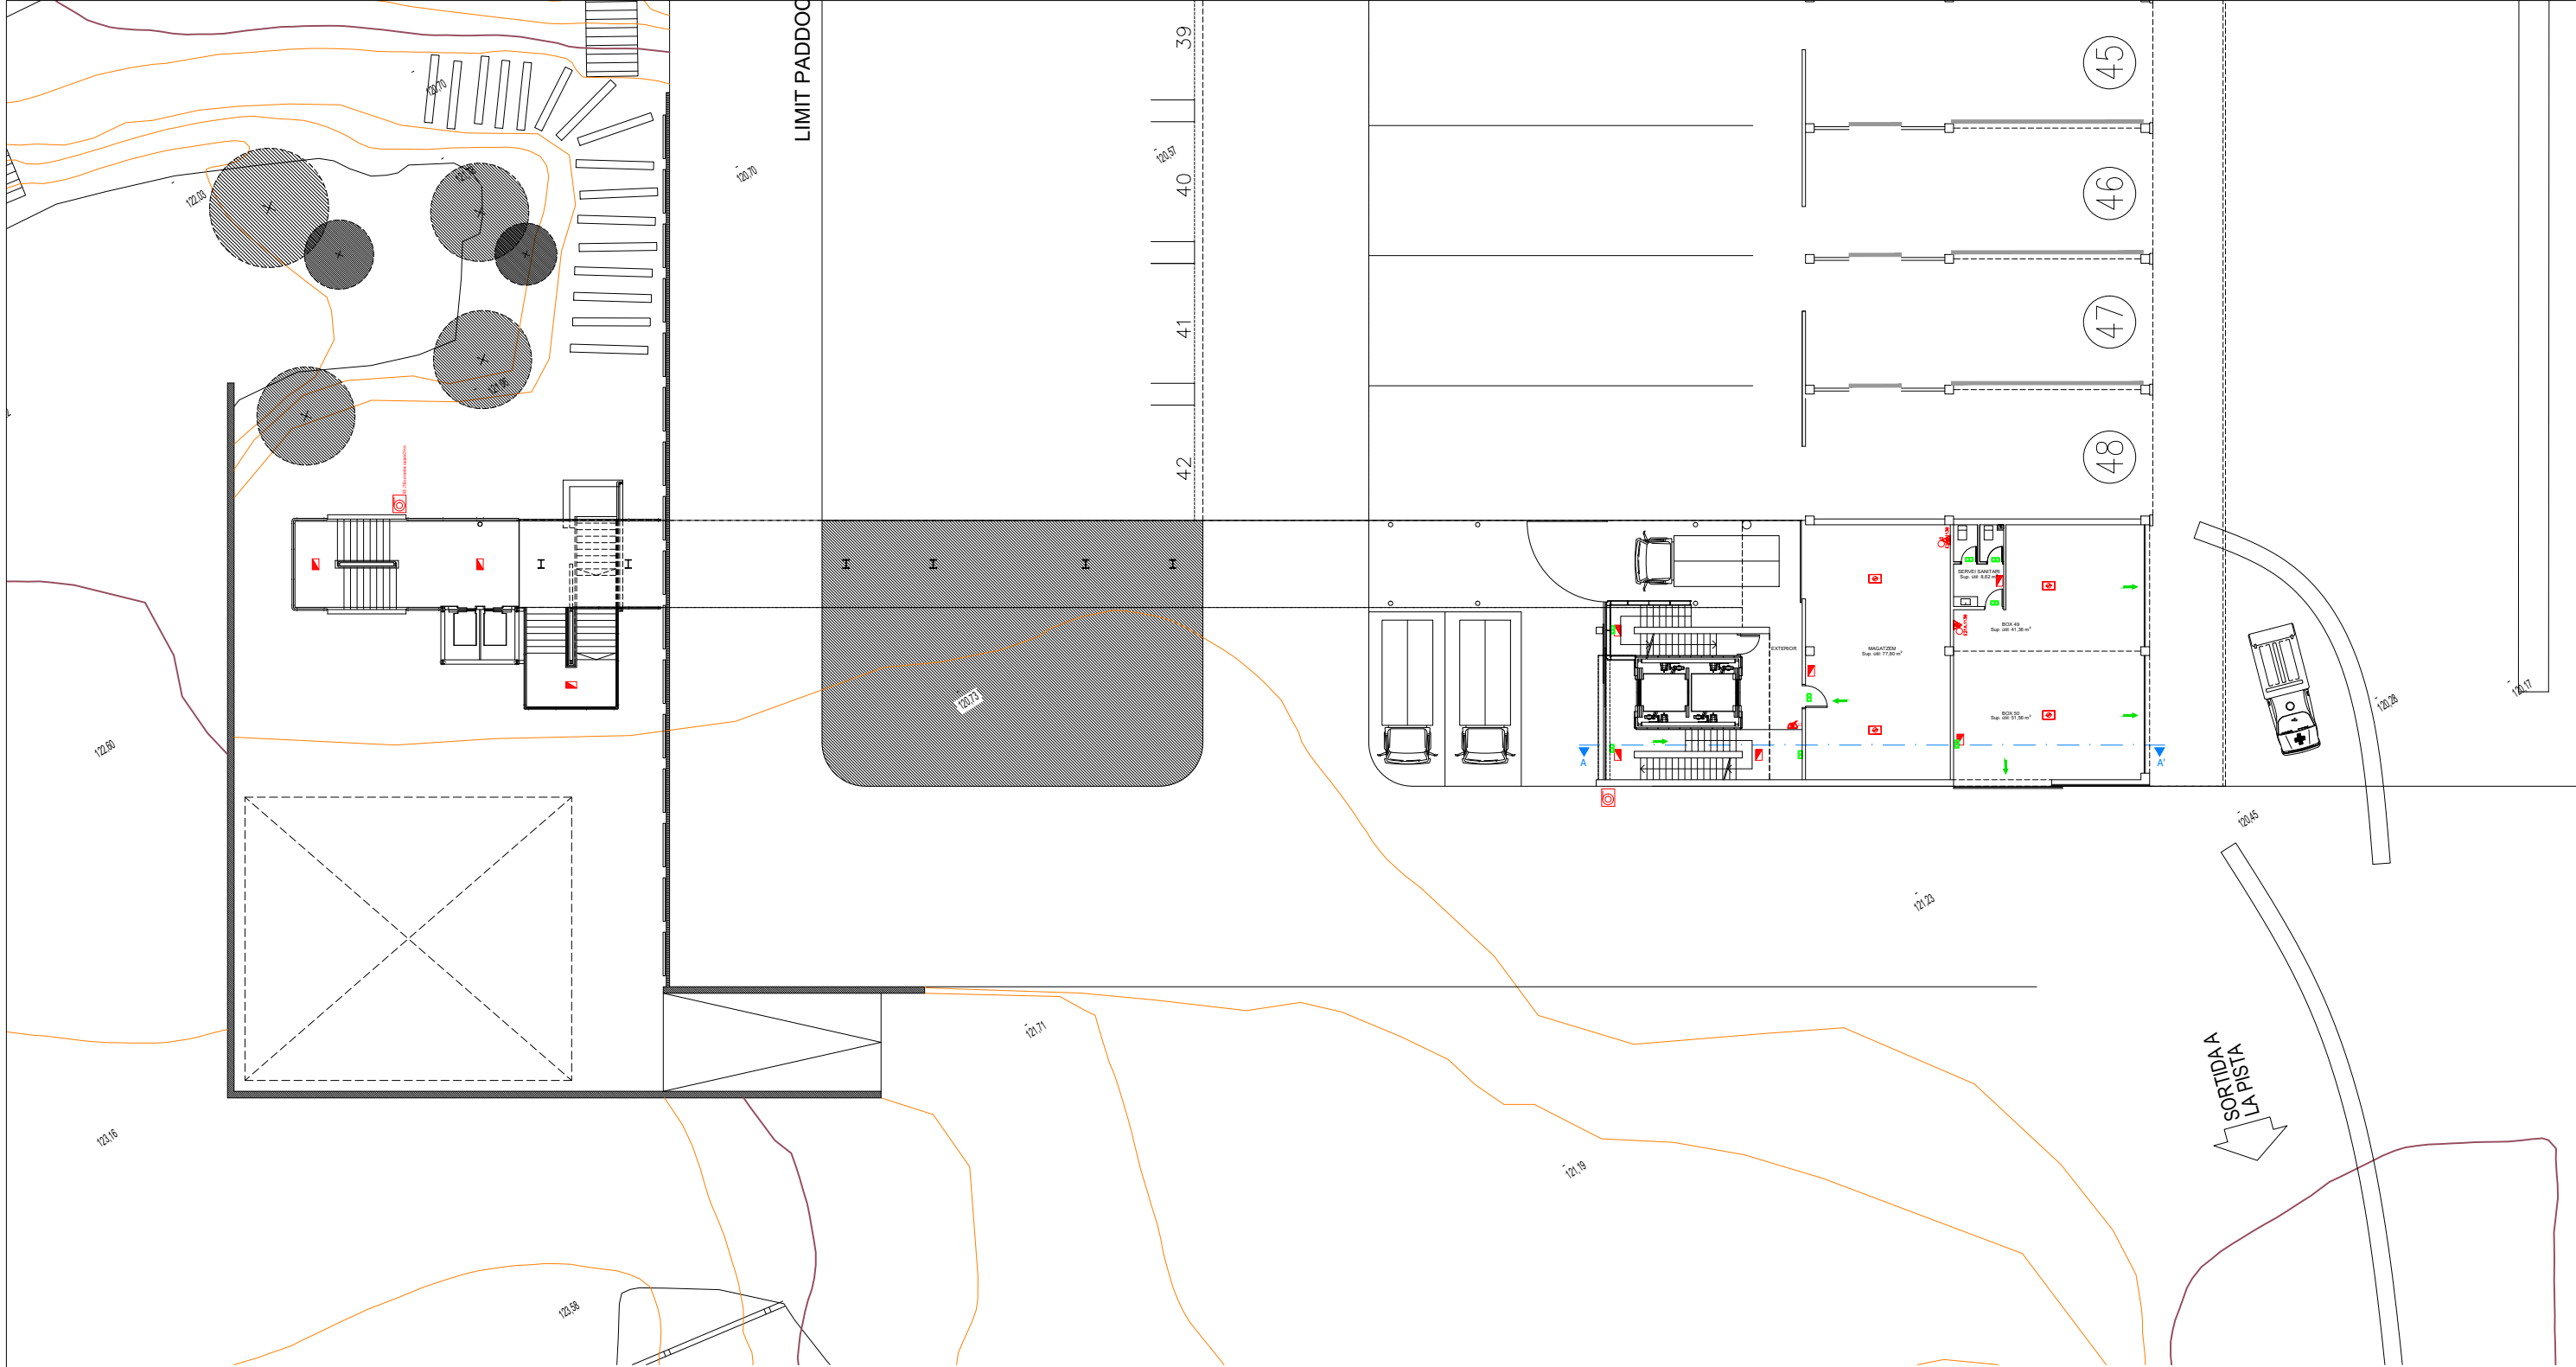

FAÇANA PÀDOC

Projecte:
PLA D'AUTOPROTECCIÓ

Cient:
CIRCUIT DE BARCELONA CATALUNYA


Denominació:
TORRE F-EVACUACIÓ

Expedient: 23/7562	Data: Gener 2013	Revisió: Febrer 2024
------------------------------	----------------------------	--------------------------------


Nº Planol:
37

Escala:
1/300


data plot: 09feb.24 usuari: cristina vidal
ruta | arxiu | layout : p:\23-7562_circuit_montmelo\dep. medi ambient, prevenció y seguretat ind\planols\2023_11_13 planols pau | Pont Repsol.dwg | CI-79 PASSAREL·LA T4

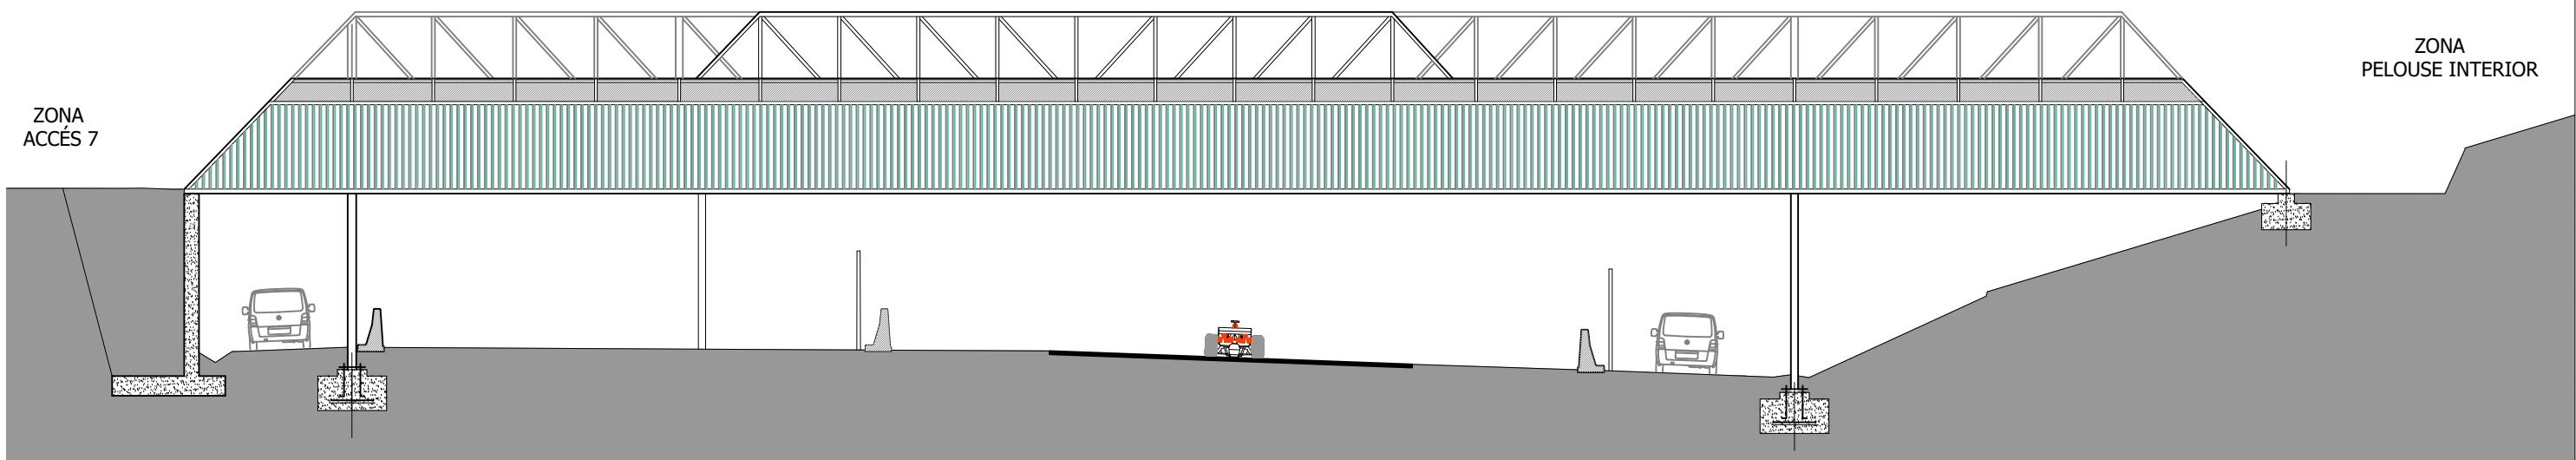

ALÇAT

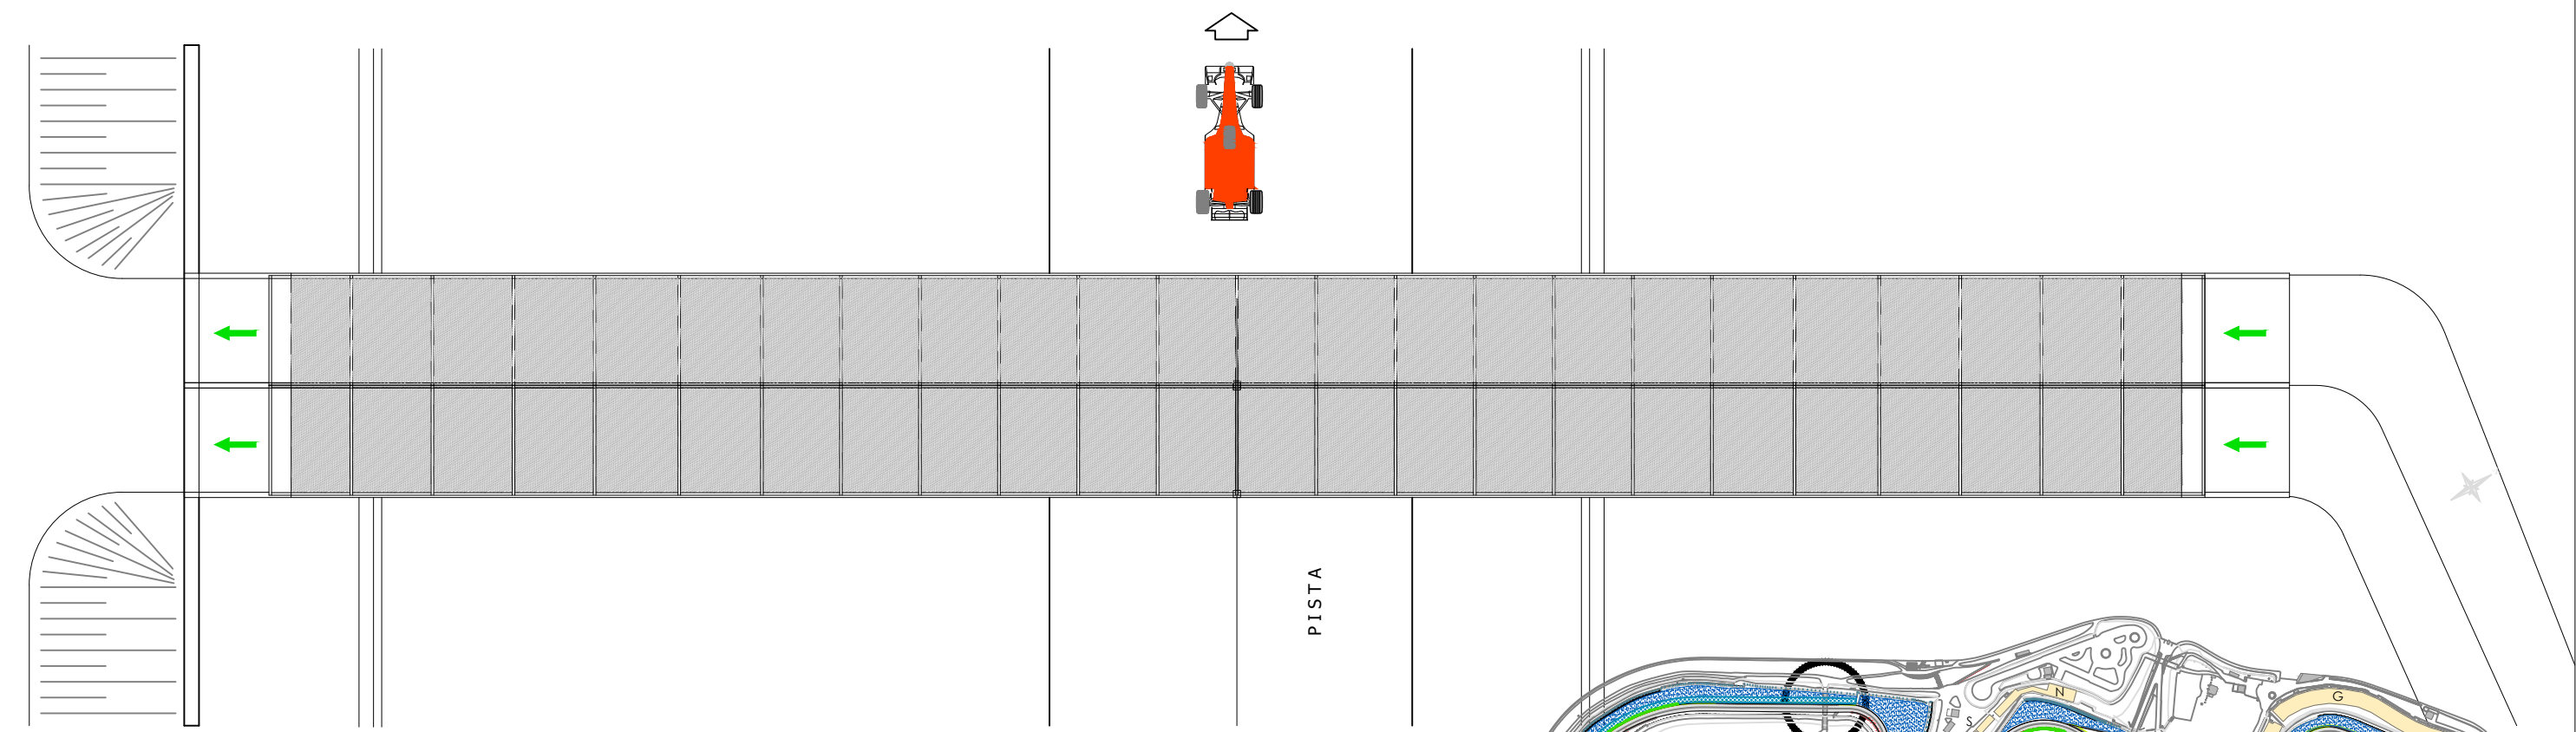

PLANTA

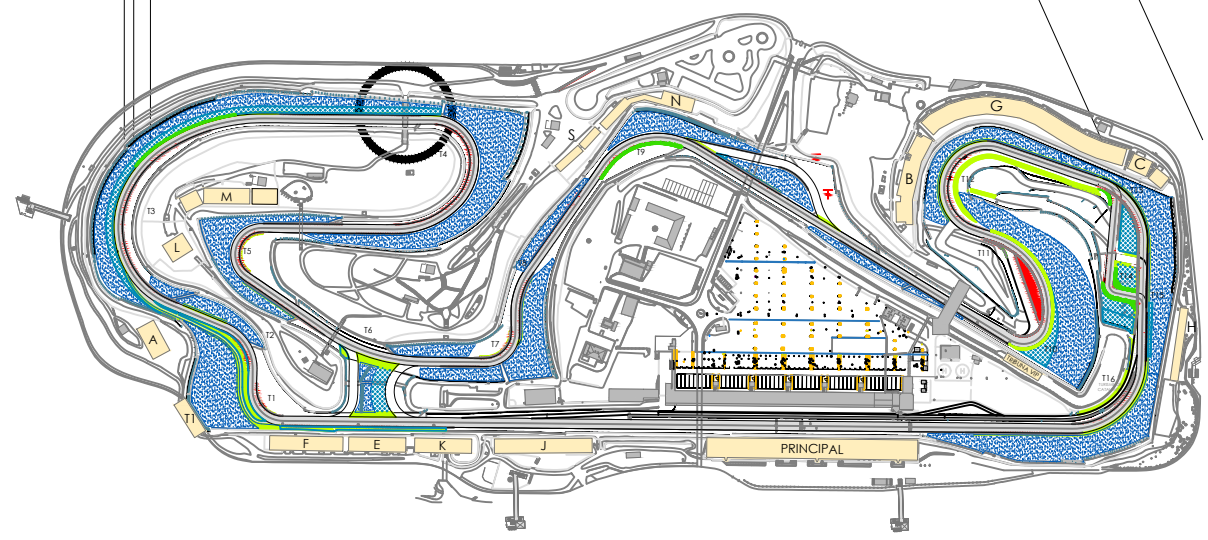

MITJANS D'AUTOPROTECCIÓ	
SIGNIFICAT	SÍMBOL
Indicador recorregut d'evacuació	←

Projecte:
PLA D'AUTOPROTECCIÓ

Client:
CIRCUIT DE BARCELONA CATALUNYA

Denominació: PASSAREL·LA T4		Nº Planol: 79
Expedient: 23/7562	Data: Gener 2013	Revisió: Febrer 2024
		Escala: 1/200




Circuit de Barcelona CATALUNYA



nadico
ingeniería arquitectura consultoria

www.nadico.net nadico@nadico.net Tf.(+34) 902.197.230

data plot: 09feb.24 usuari: cristina vidal
ruta | arxiu | layout : p:\23-7562_circuit_montmelo\dep. medi ambient, prevenció y seguretat ind\planols\2023_11_13 planols pau | Pàdoc.dwg | CI-80 ZONA PADDOCK-CONTRA INCENDIS

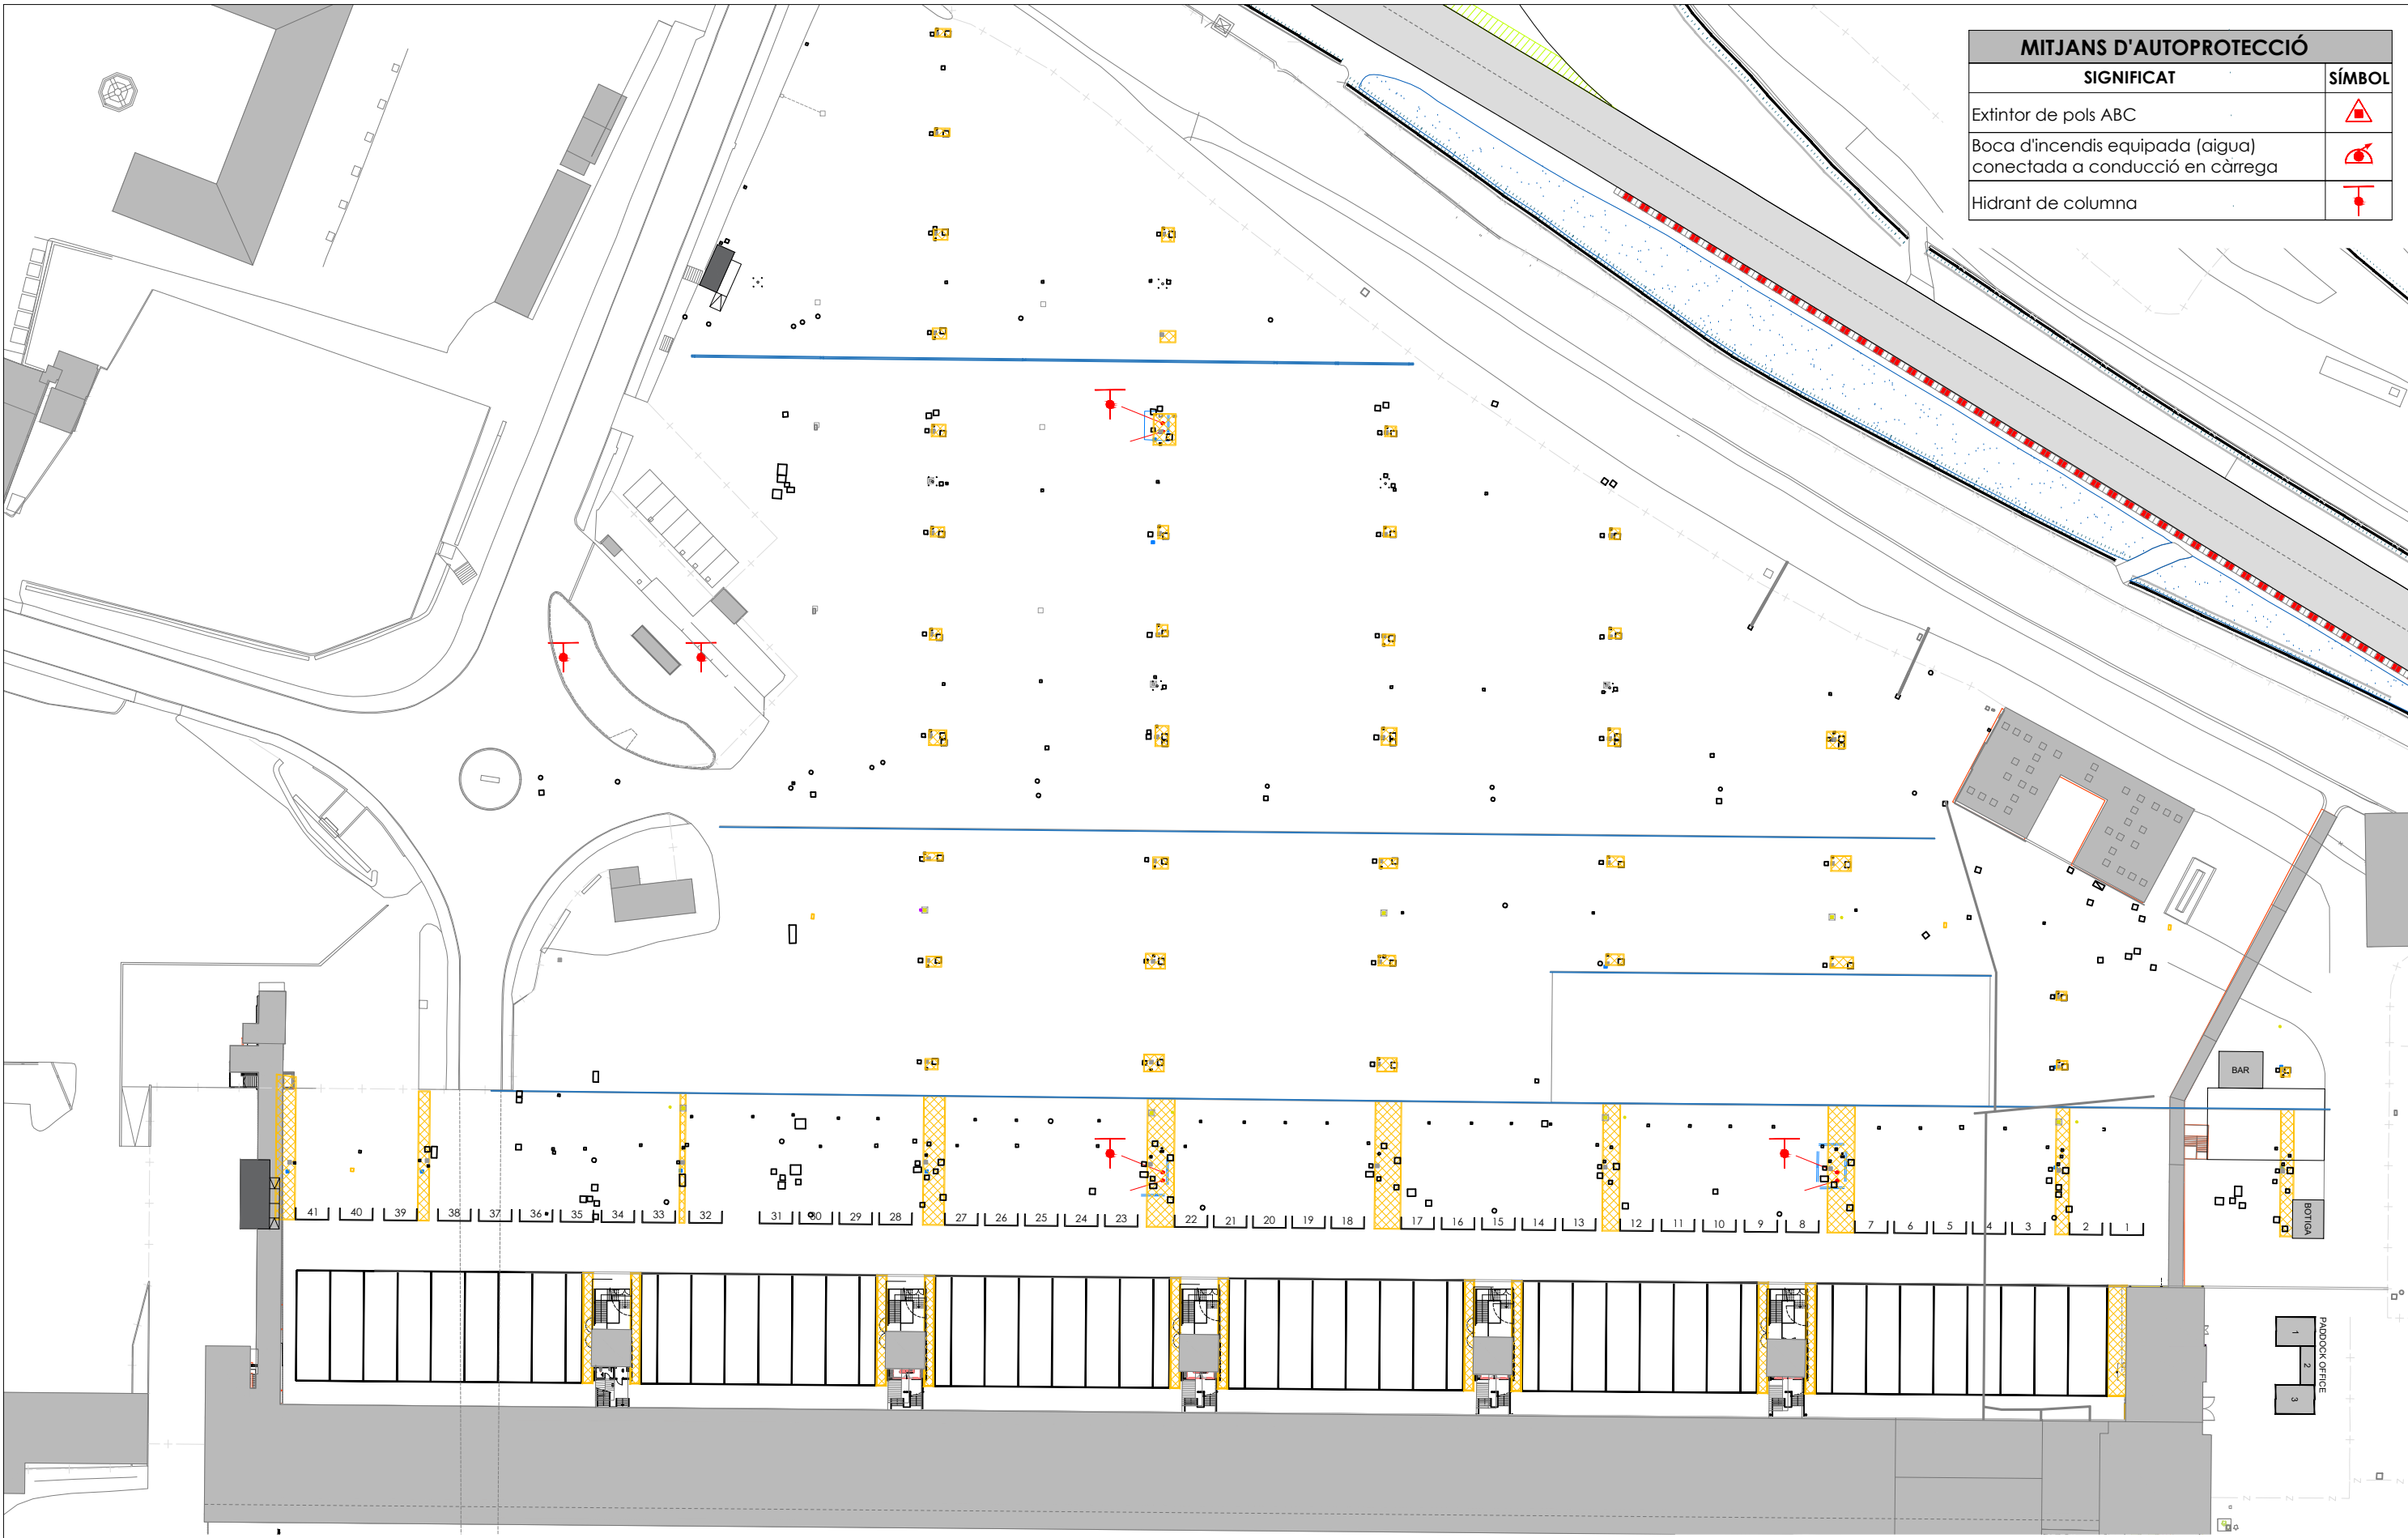

MITJANS D'AUTOPROTECCIÓ	
SIGNIFICAT	SÍMBOL
Extintor de pols ABC	
Boca d'incendis equipada (aigua) connectada a conducció en càrrega	
Hidrant de columna	

Projecte:
PLA D'AUTOPROTECCIÓ


Client:
CIRCUIT DE BARCELONA CATALUNYA

Denominació:
ZONA PADDOCK-CONTRA INCENDIS

Expedient: 23/7562	Data: Gener 2013	Revisió: Febrer 2024
-----------------------	---------------------	-------------------------


Nº Planol:
80

Escala:
1/1000

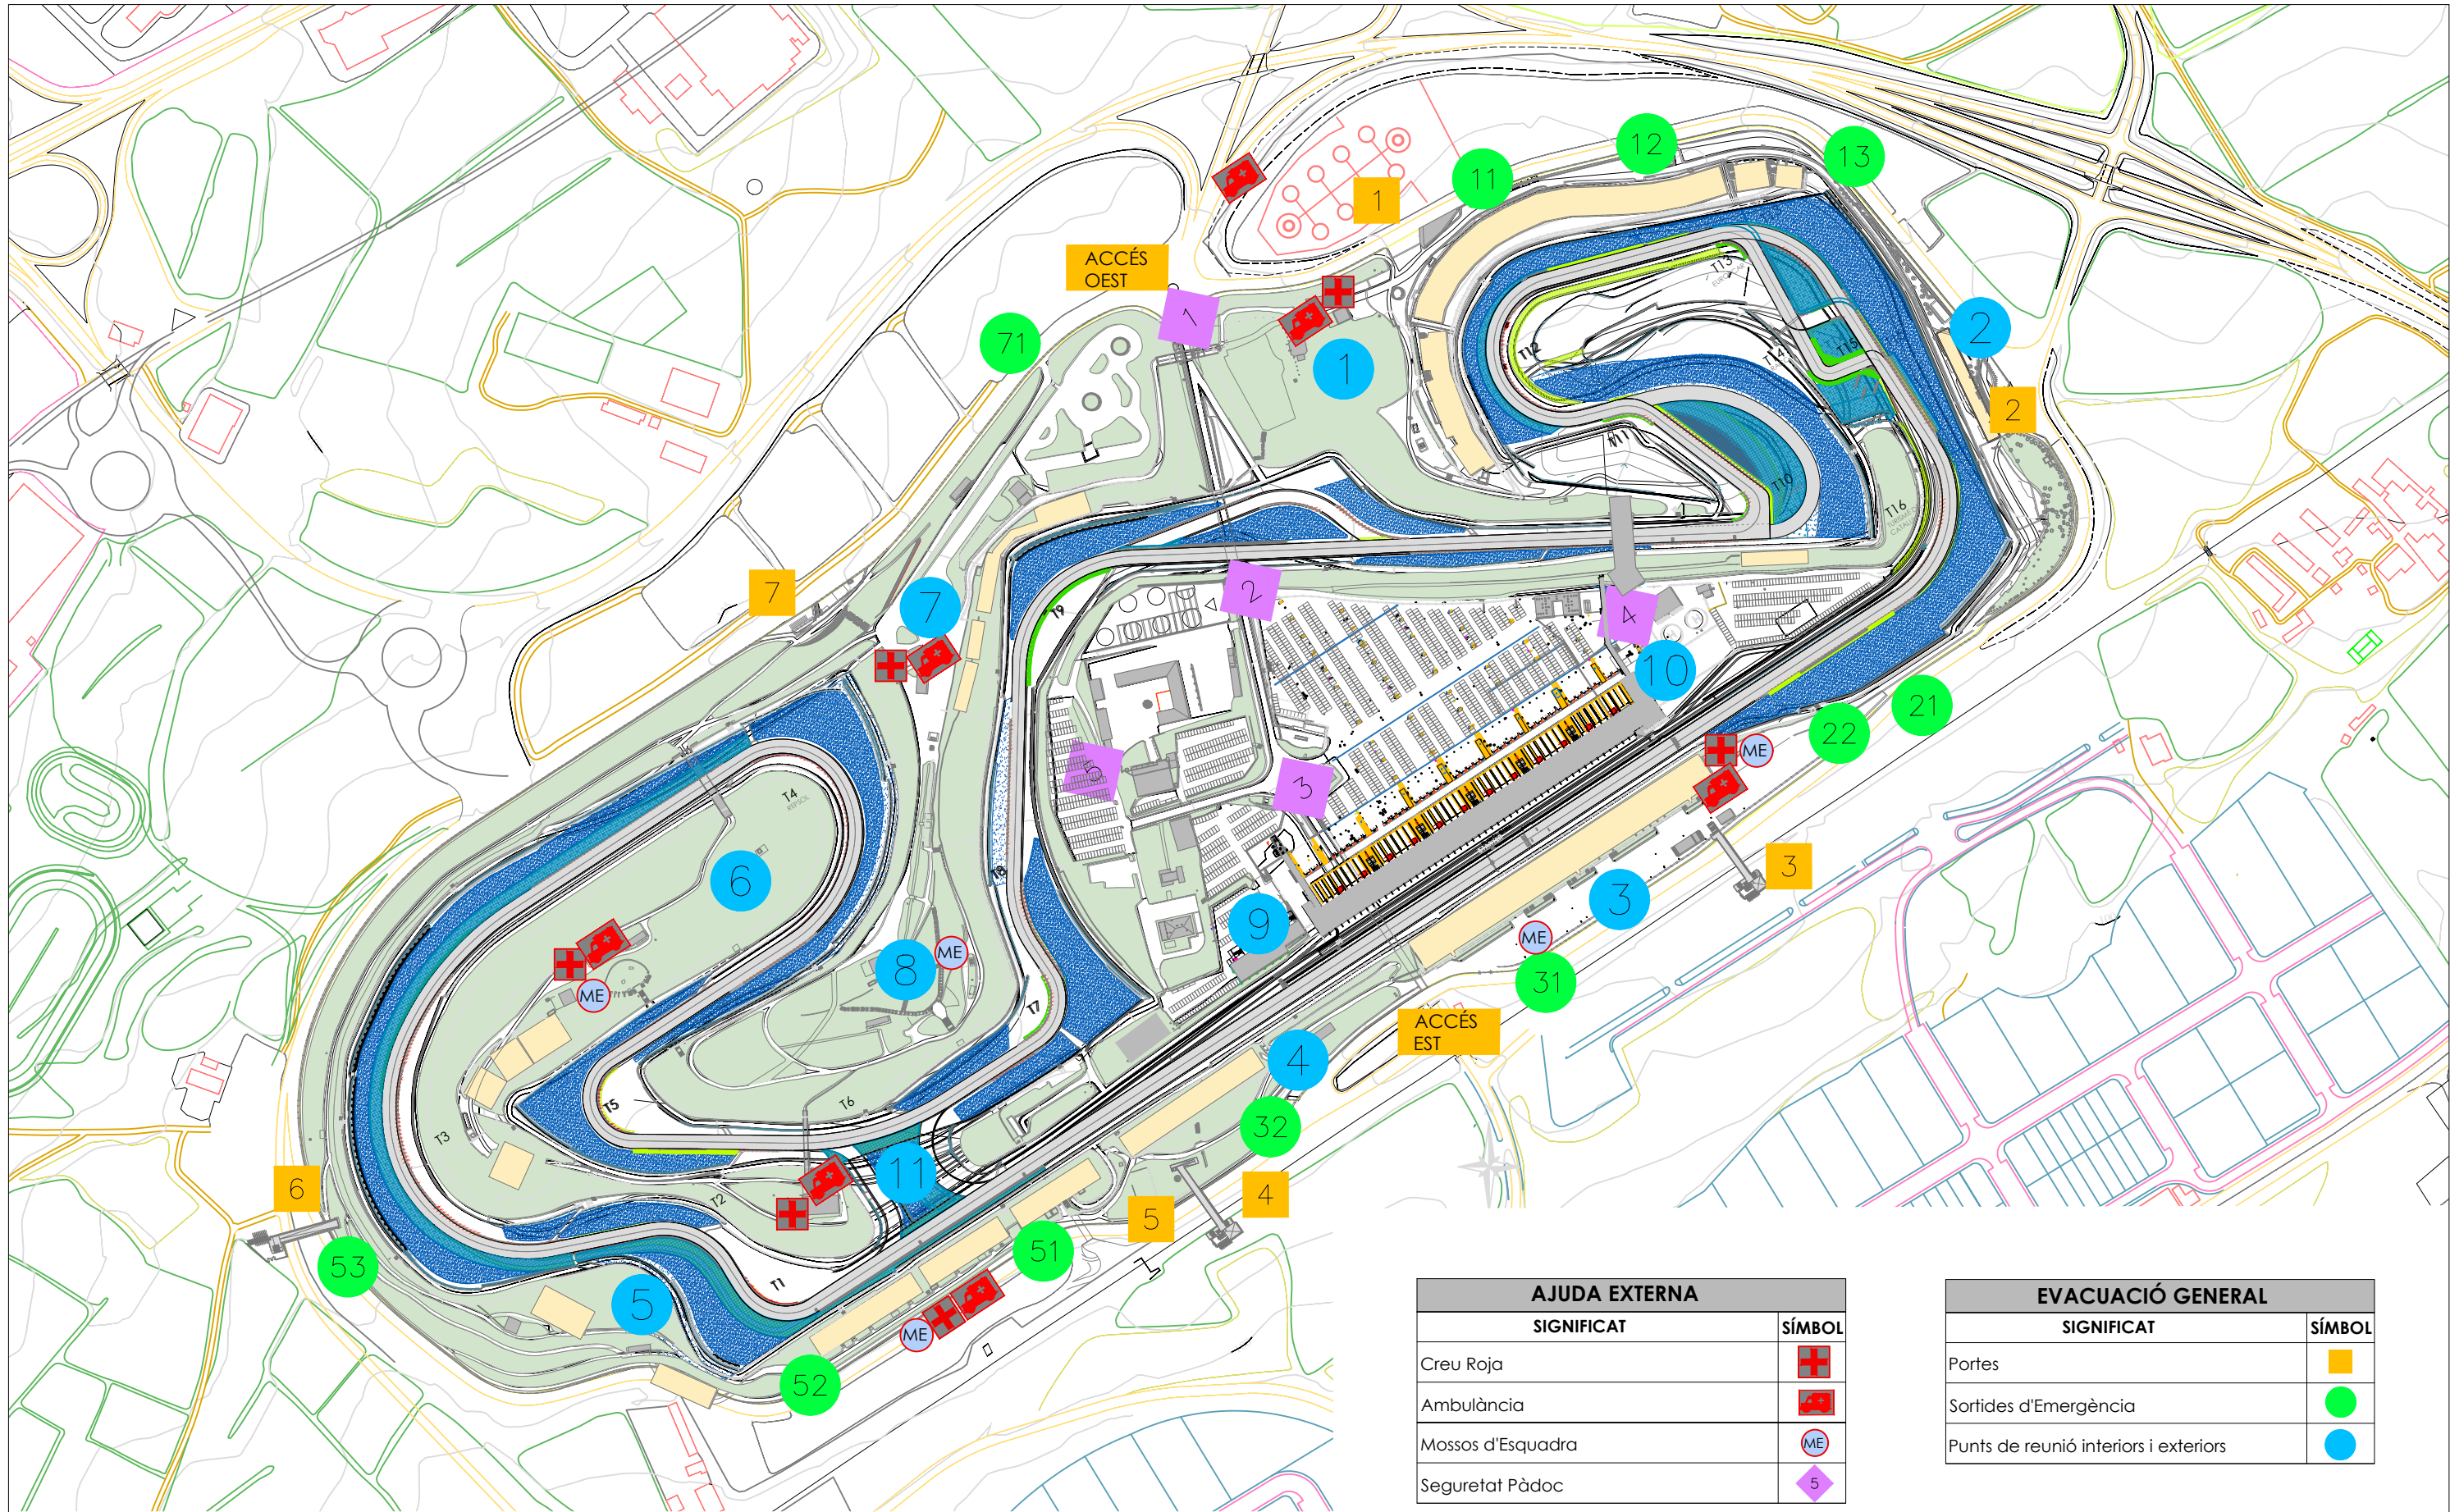

AJUDA EXTERNA	
SIGNIFICAT	SÍMBOL
Creu Roja	
Ambulància	
Mossos d'Esquadra	
Seguretat Pàdoc	

EVACUACIÓ GENERAL	
SIGNIFICAT	SÍMBOL
Portes	
Sortides d'Emergència	
Punts de reunió interiors i exteriors	

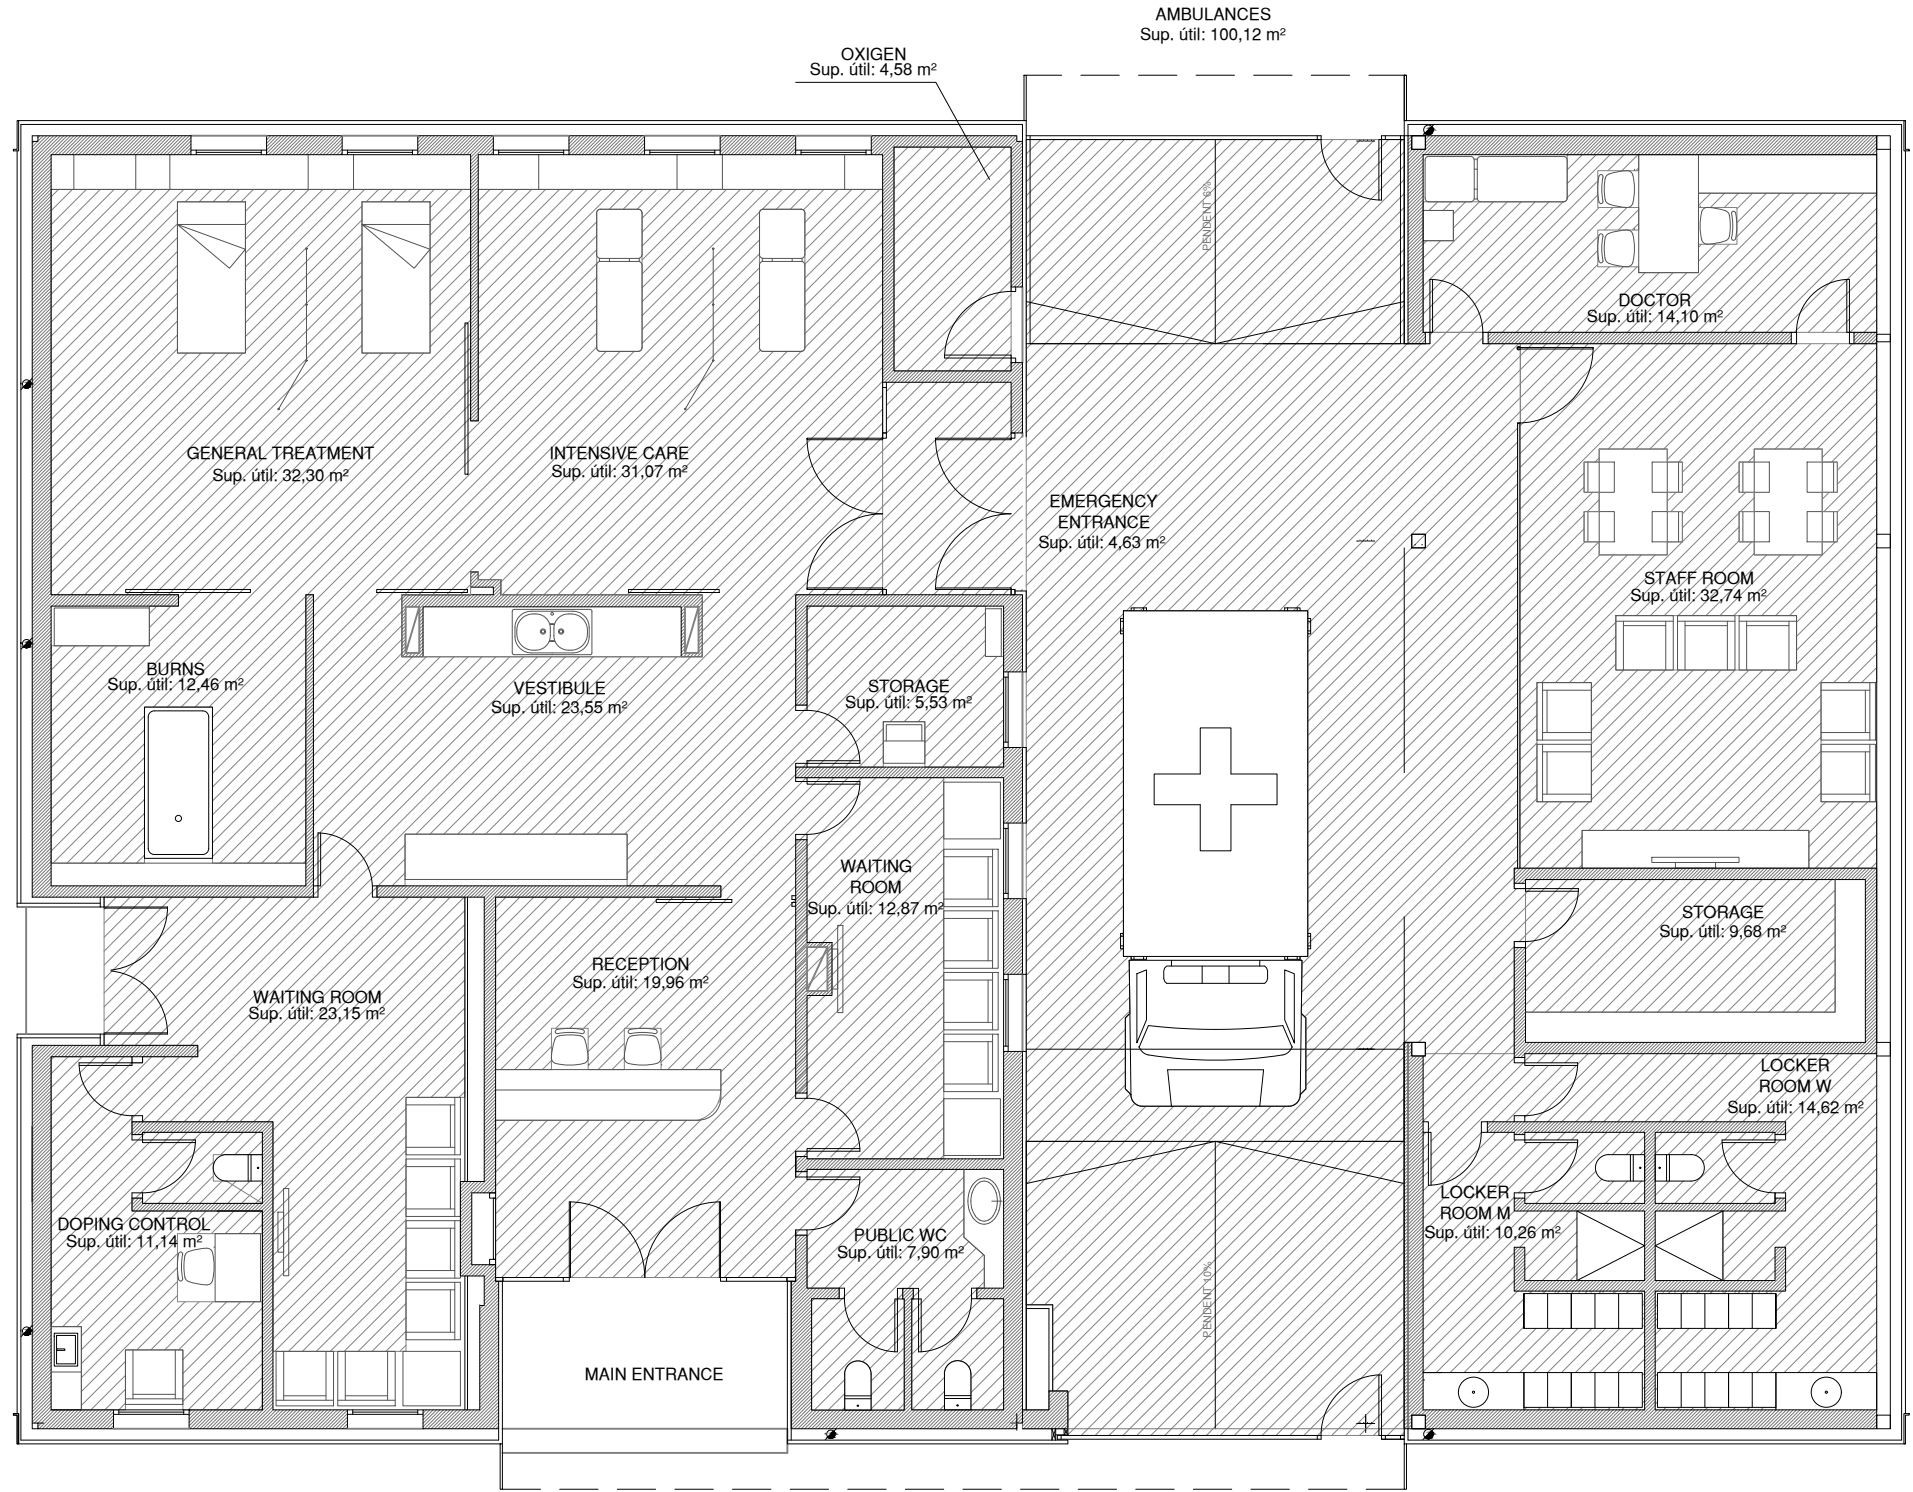


CONFINAMENT		
Edifici	Superfície Ocupable	Persones confinades (ràtio 4p/m²)
Hospital	302 m²	1208 persones

MITJANS D'AUTOPROTECCIÓ	
SIGNIFICAT	SÍMBOL
Zona Ocupable en cas de confinament	

Projecte:
PLA D'AUTOPROTECCIÓ

Client:
CIRCUIT DE BARCELONA CATALUNYA

Denominació: HOSPITAL-CONFINAMENT		Nº Planol: 139
Expedient: 23/7562	Data: Gener 2013 Revisió: Febrer 2024	Escala: 1/100

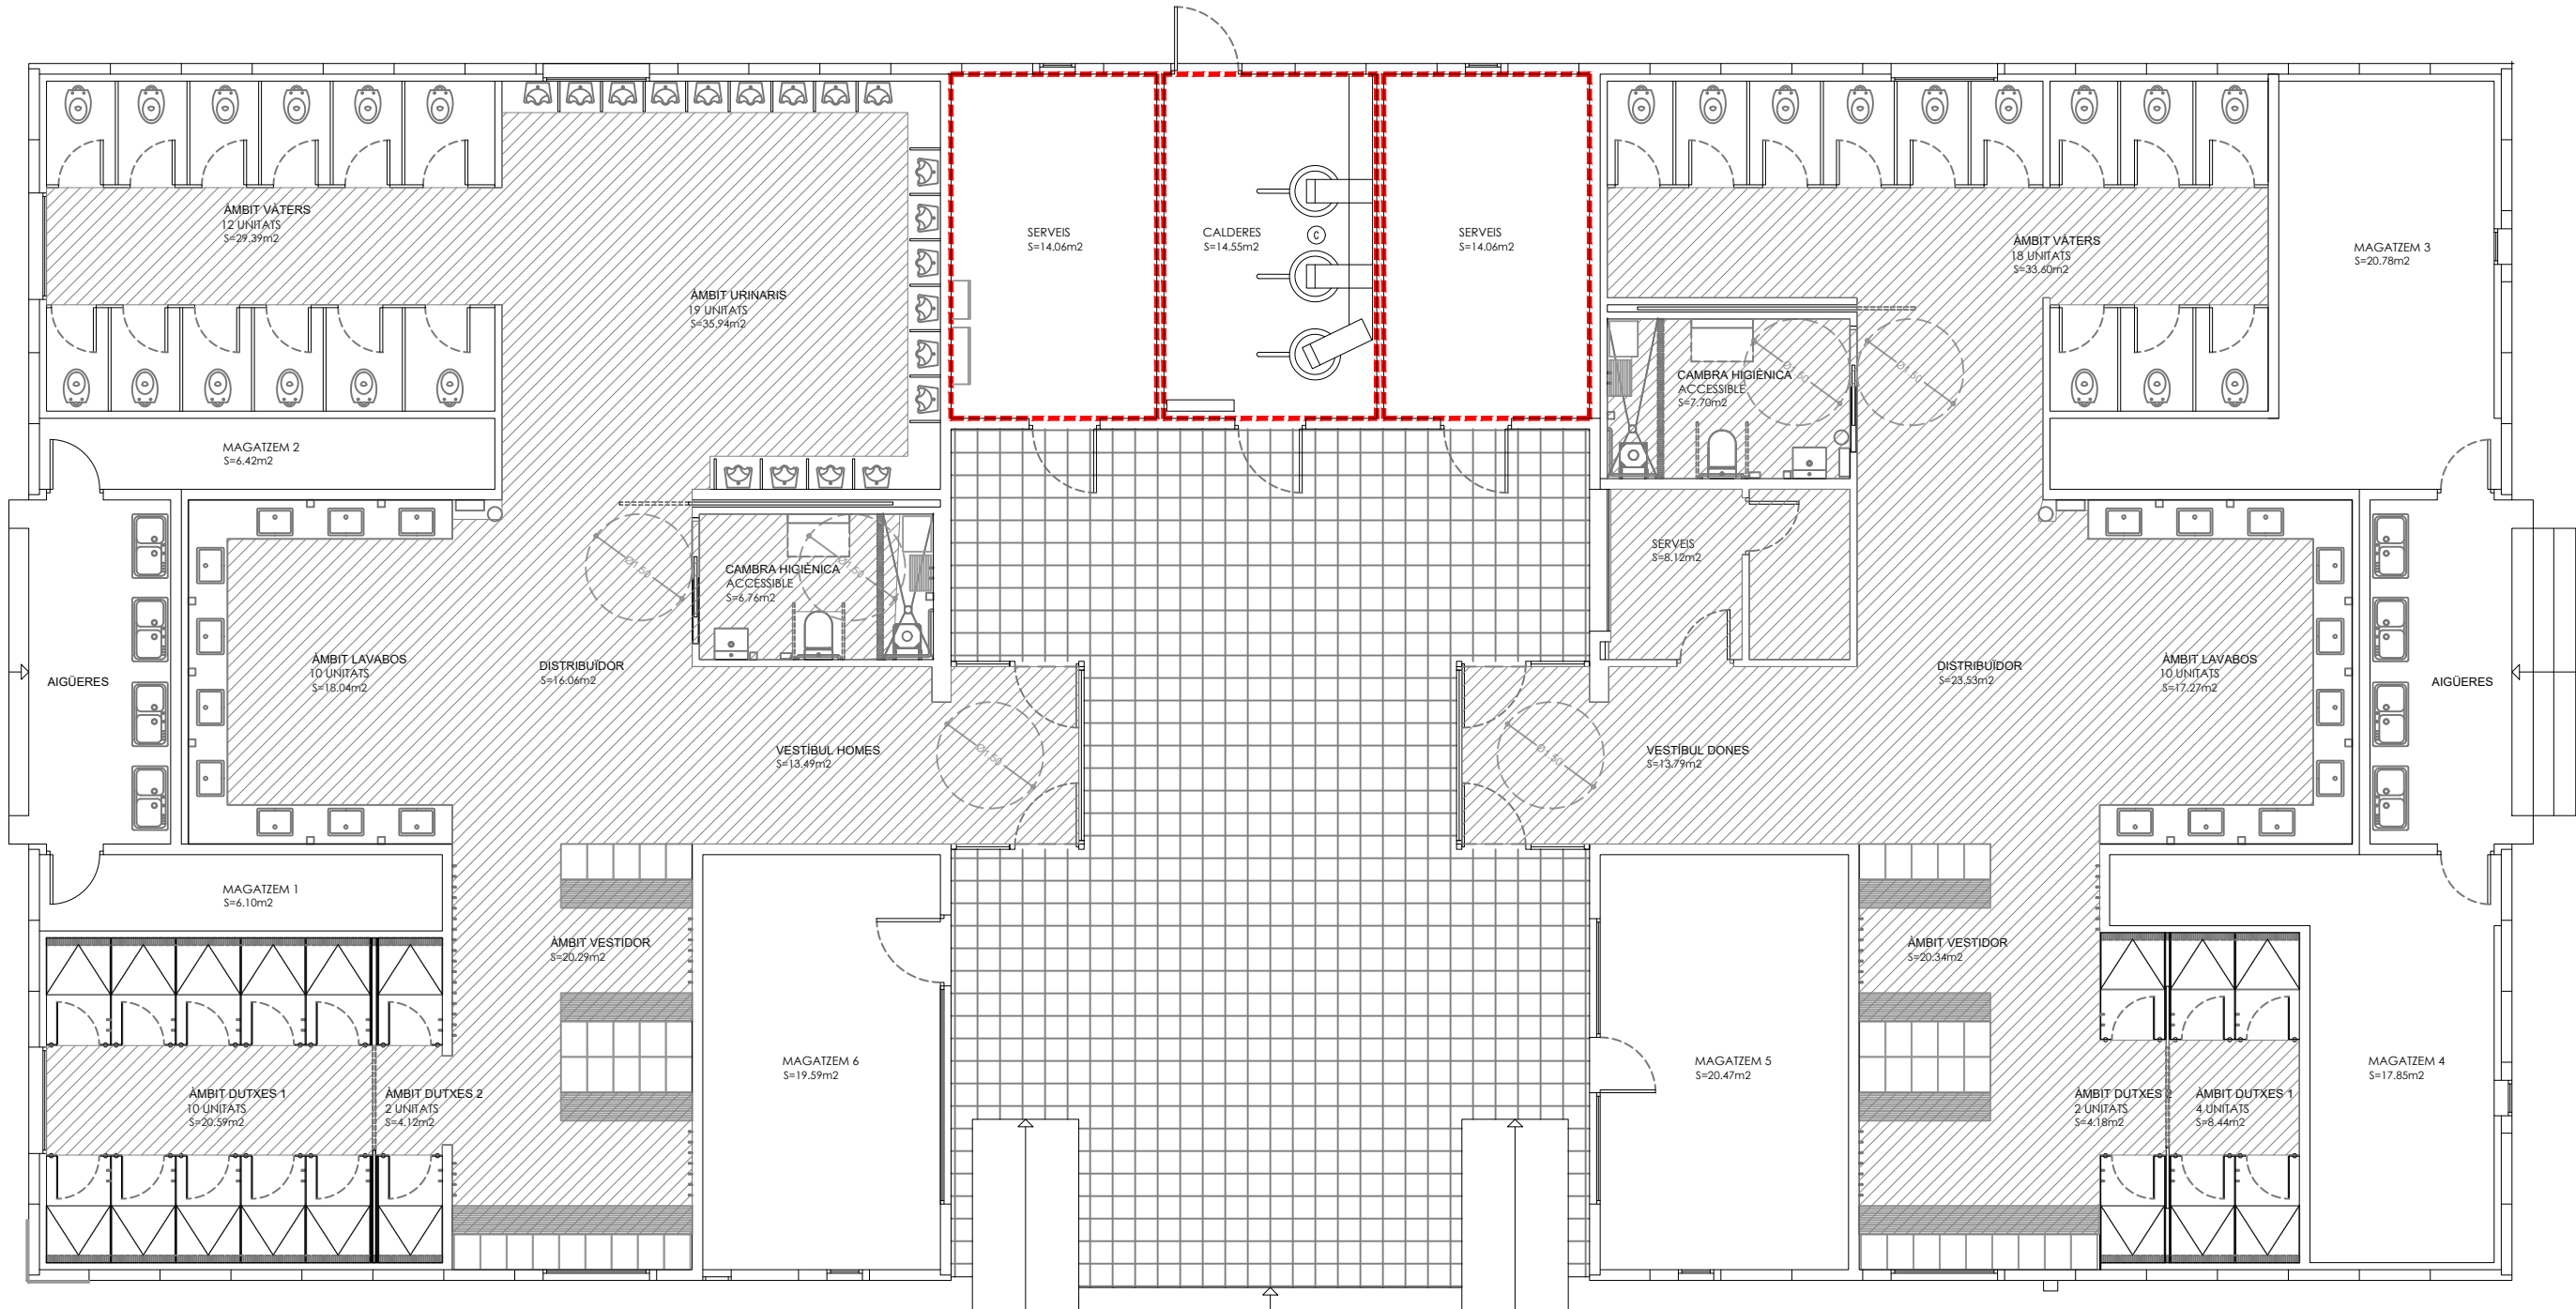

MITJANS D'AUTOPROTECCIÓ	
SIGNIFICAT	SÍMBOL
Zona Ocupable en cas de confinament	

CONFINAMENT			
Edifici	Estança	Superfície Ocupable	Persones confinades (ràtio 4p/m²)
Lavabo PADDOCK	---	209,06 m²	928 persones

Projecte:

PLA D'AUTOPROTECCIÓ

Client:

CIRCUIT DE BARCELONA CATALUNYA

Denominació: LAVABO PÀDOC-CONFINAMENT


Expedient: 23/7562

Data: Gener 2013

Revisió: Febrer 2024

Nº Planol: 140

Escala: 1/100

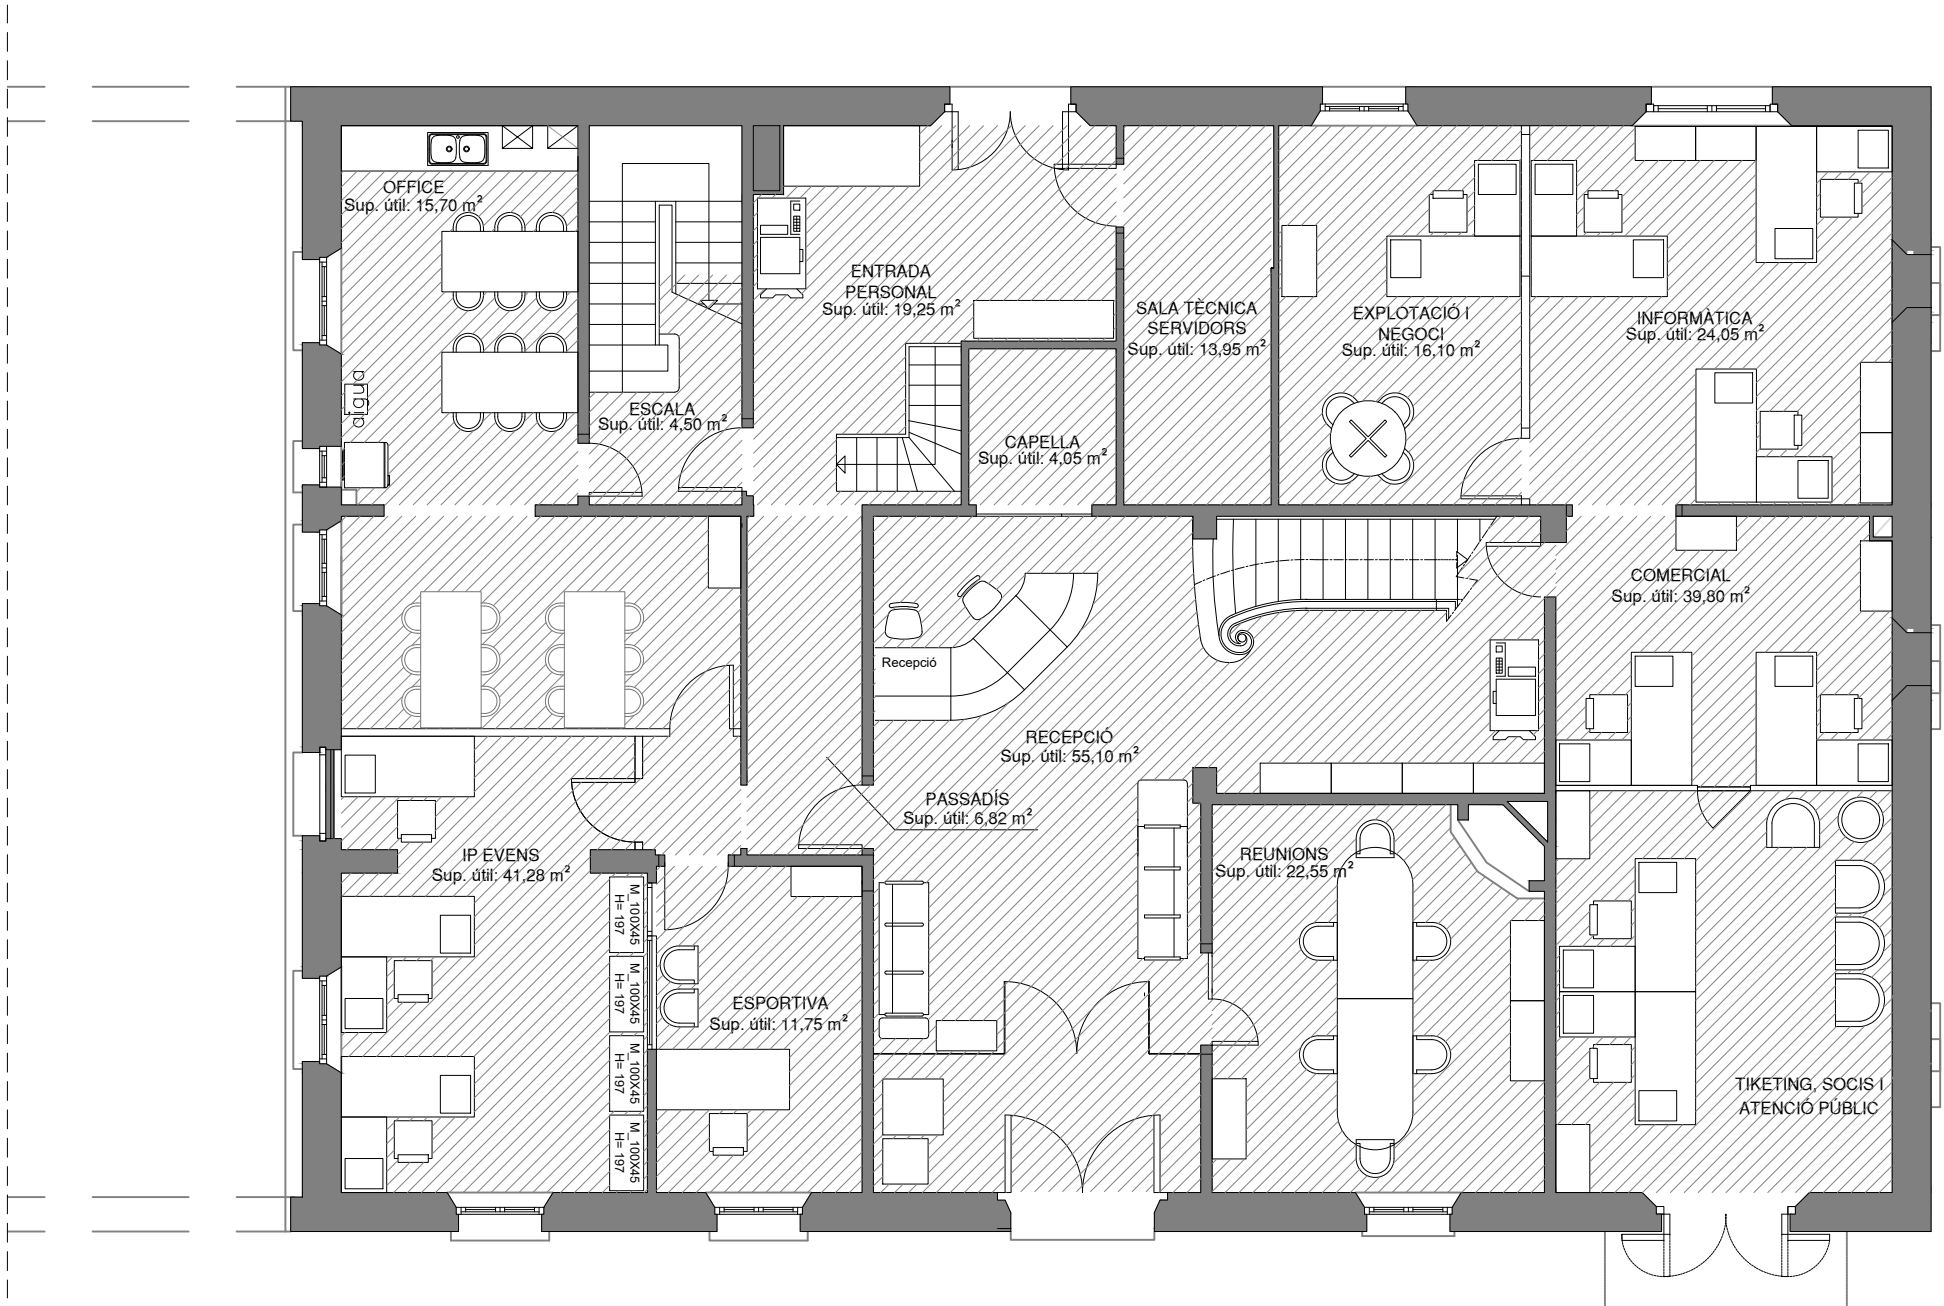

MITJANS D'AUTOPROTECCIÓ	
SIGNIFICAT	SÍMBOL
Zona Ocupable en cas de confinament	

CONFINAMENT			
Edifici	Planta	Superfície Ocupable	Persones confinades (ràtio 4p/m²)
Moreneta	Baixa	196 m²	784 persones

Projecte:
PLA D'AUTOPROTECCIÓ

Client:
**CIRCUIT DE BARCELONA
CATALUNYA**

Denominació: MORENETA-PLANTA BAIXA-CONFINAMENT		Nº Planol: 141
Expedient: 23/7562	Data: Gener 2013 Revisió: Febrer 2024	Escala: 1/100